




总平面图 1:500

根据建设局规划管理办公室审定地形图绘制


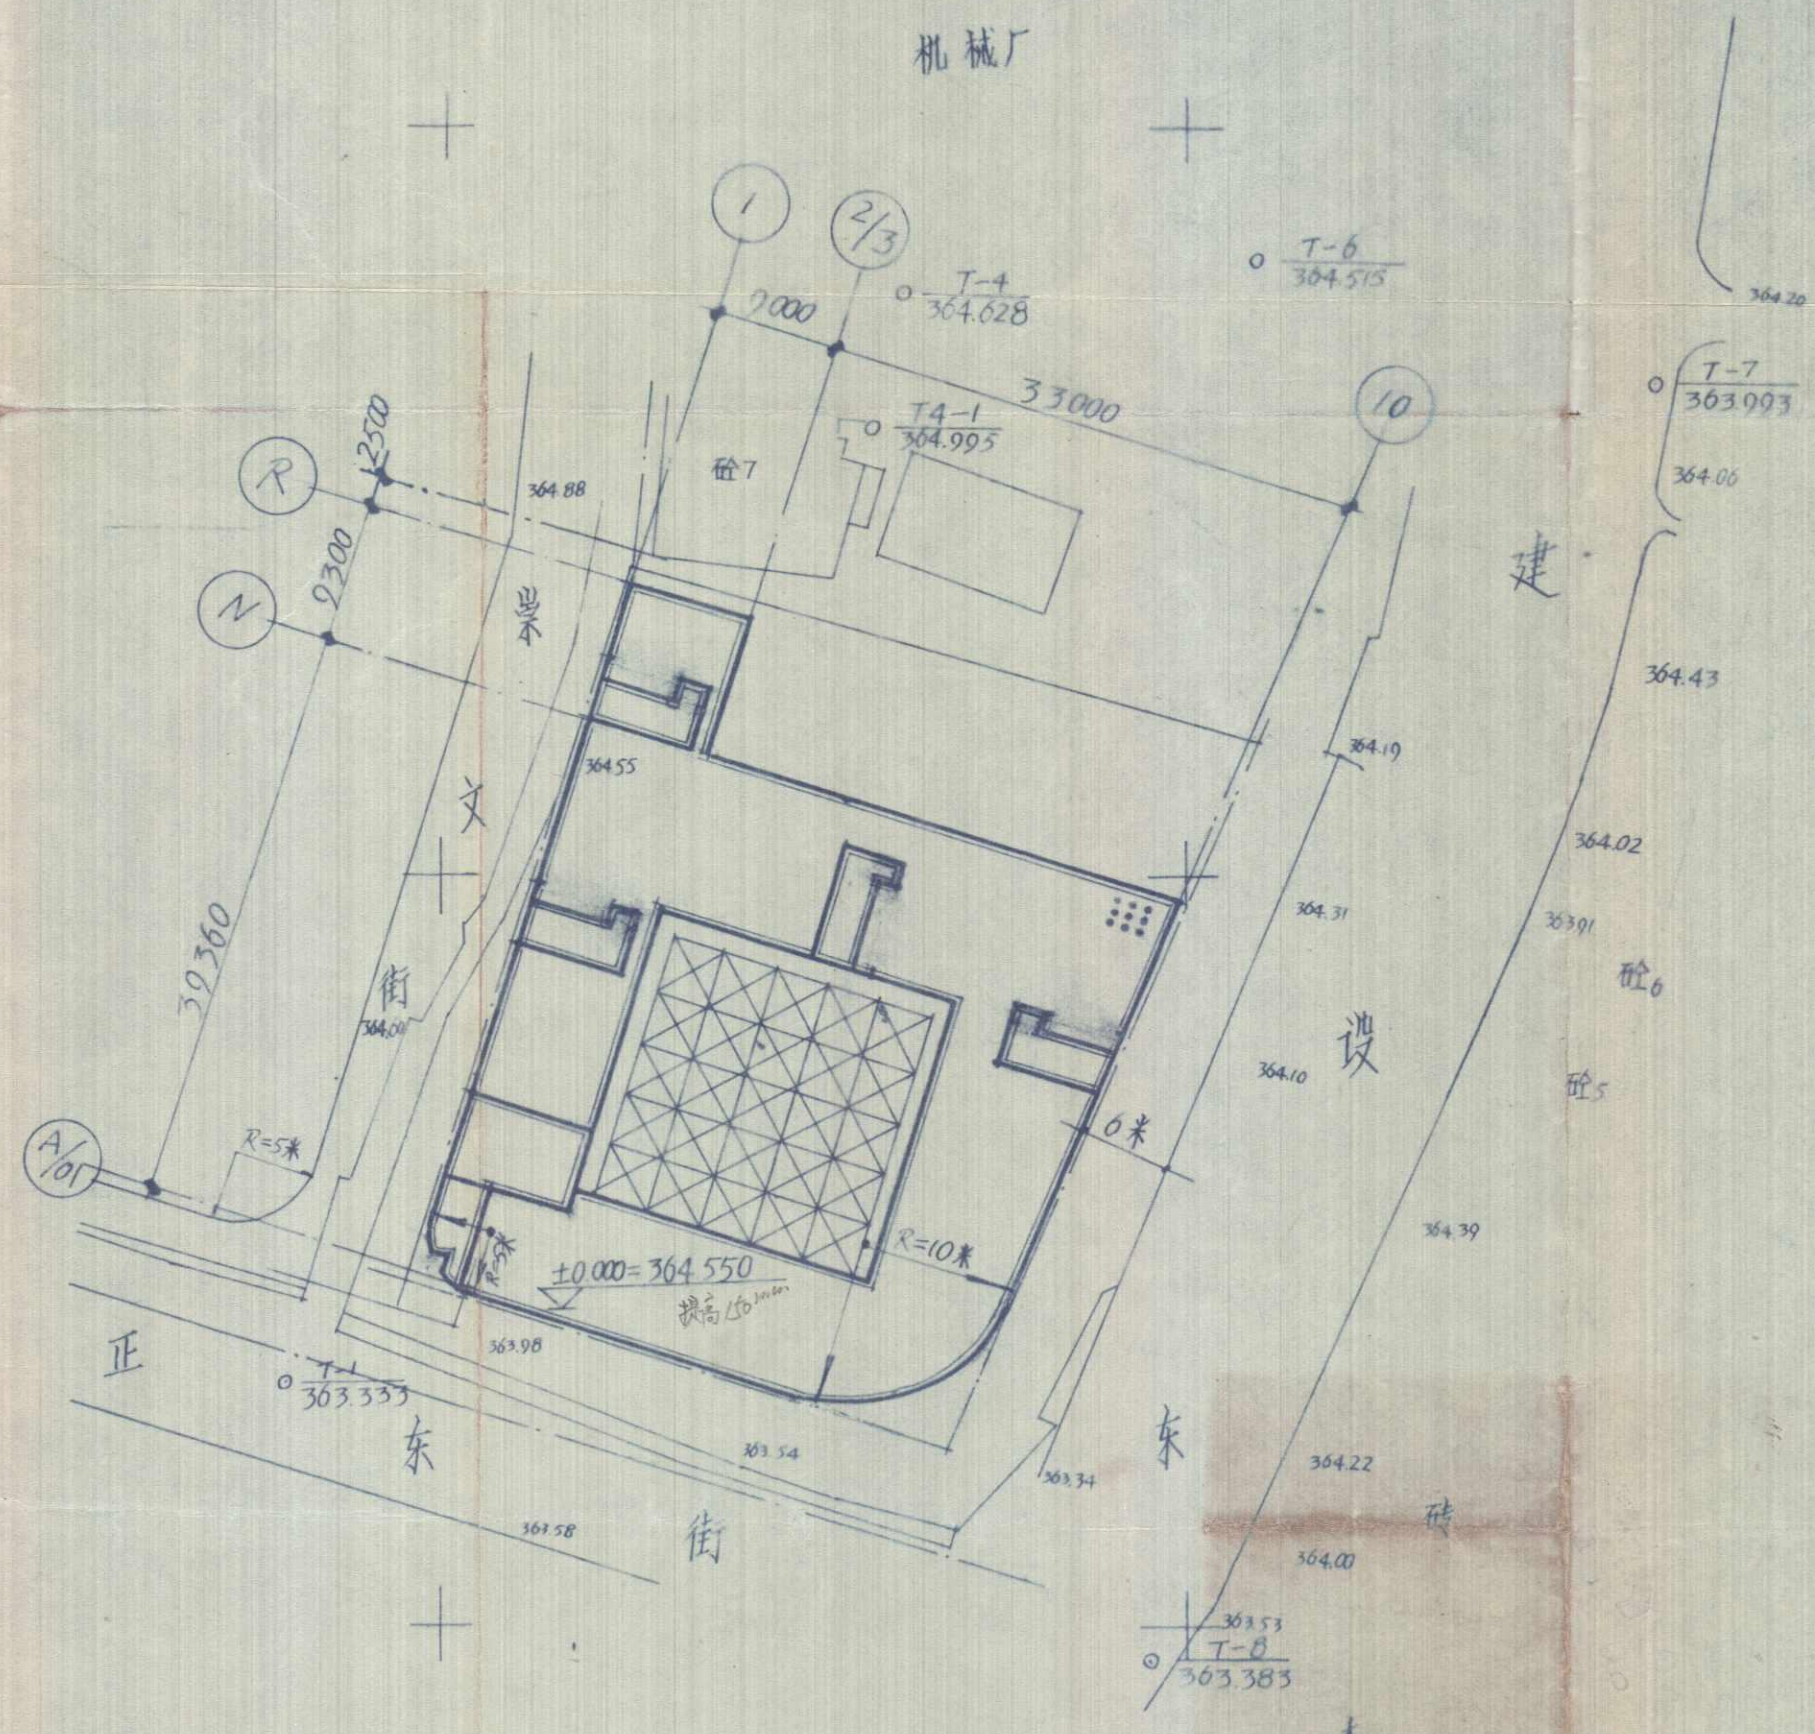


设计	王云忠	审核	王云忠
技术负责人	王云忠	编制	王云忠
编制人	王云忠	审核人	王云忠
编制日期	94.6	审核日期	94.6

资阳县水利电力建筑勘察设计院 内江市资阳精神病院医疗及配套设施工程 建筑 9210

设计 王云忠 审核 王云忠 编制 王云忠 审核人 王云忠 编制日期 92.10 审核日期 92.10

总平面图 007 2 92.10 第2张

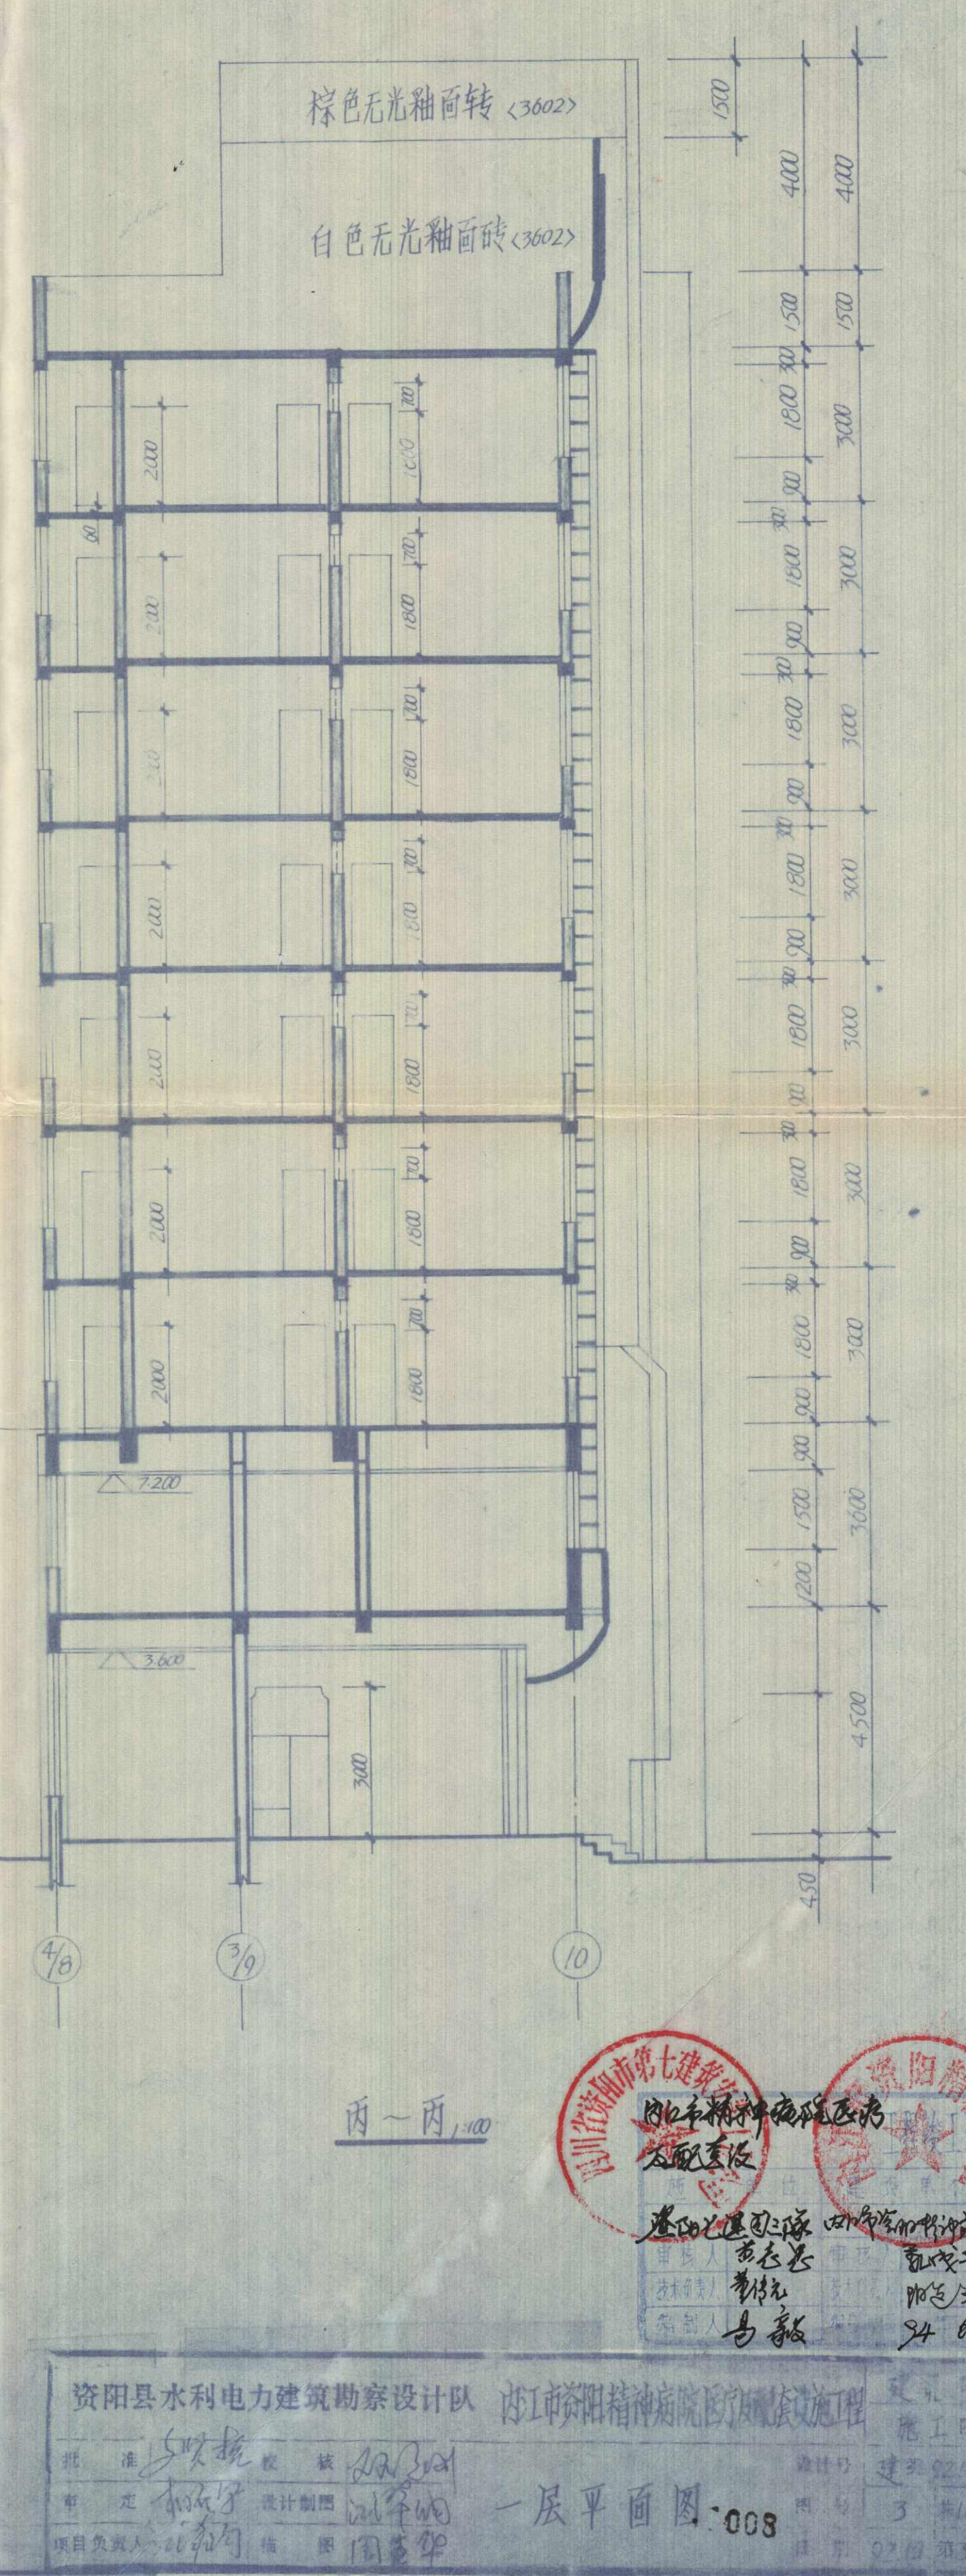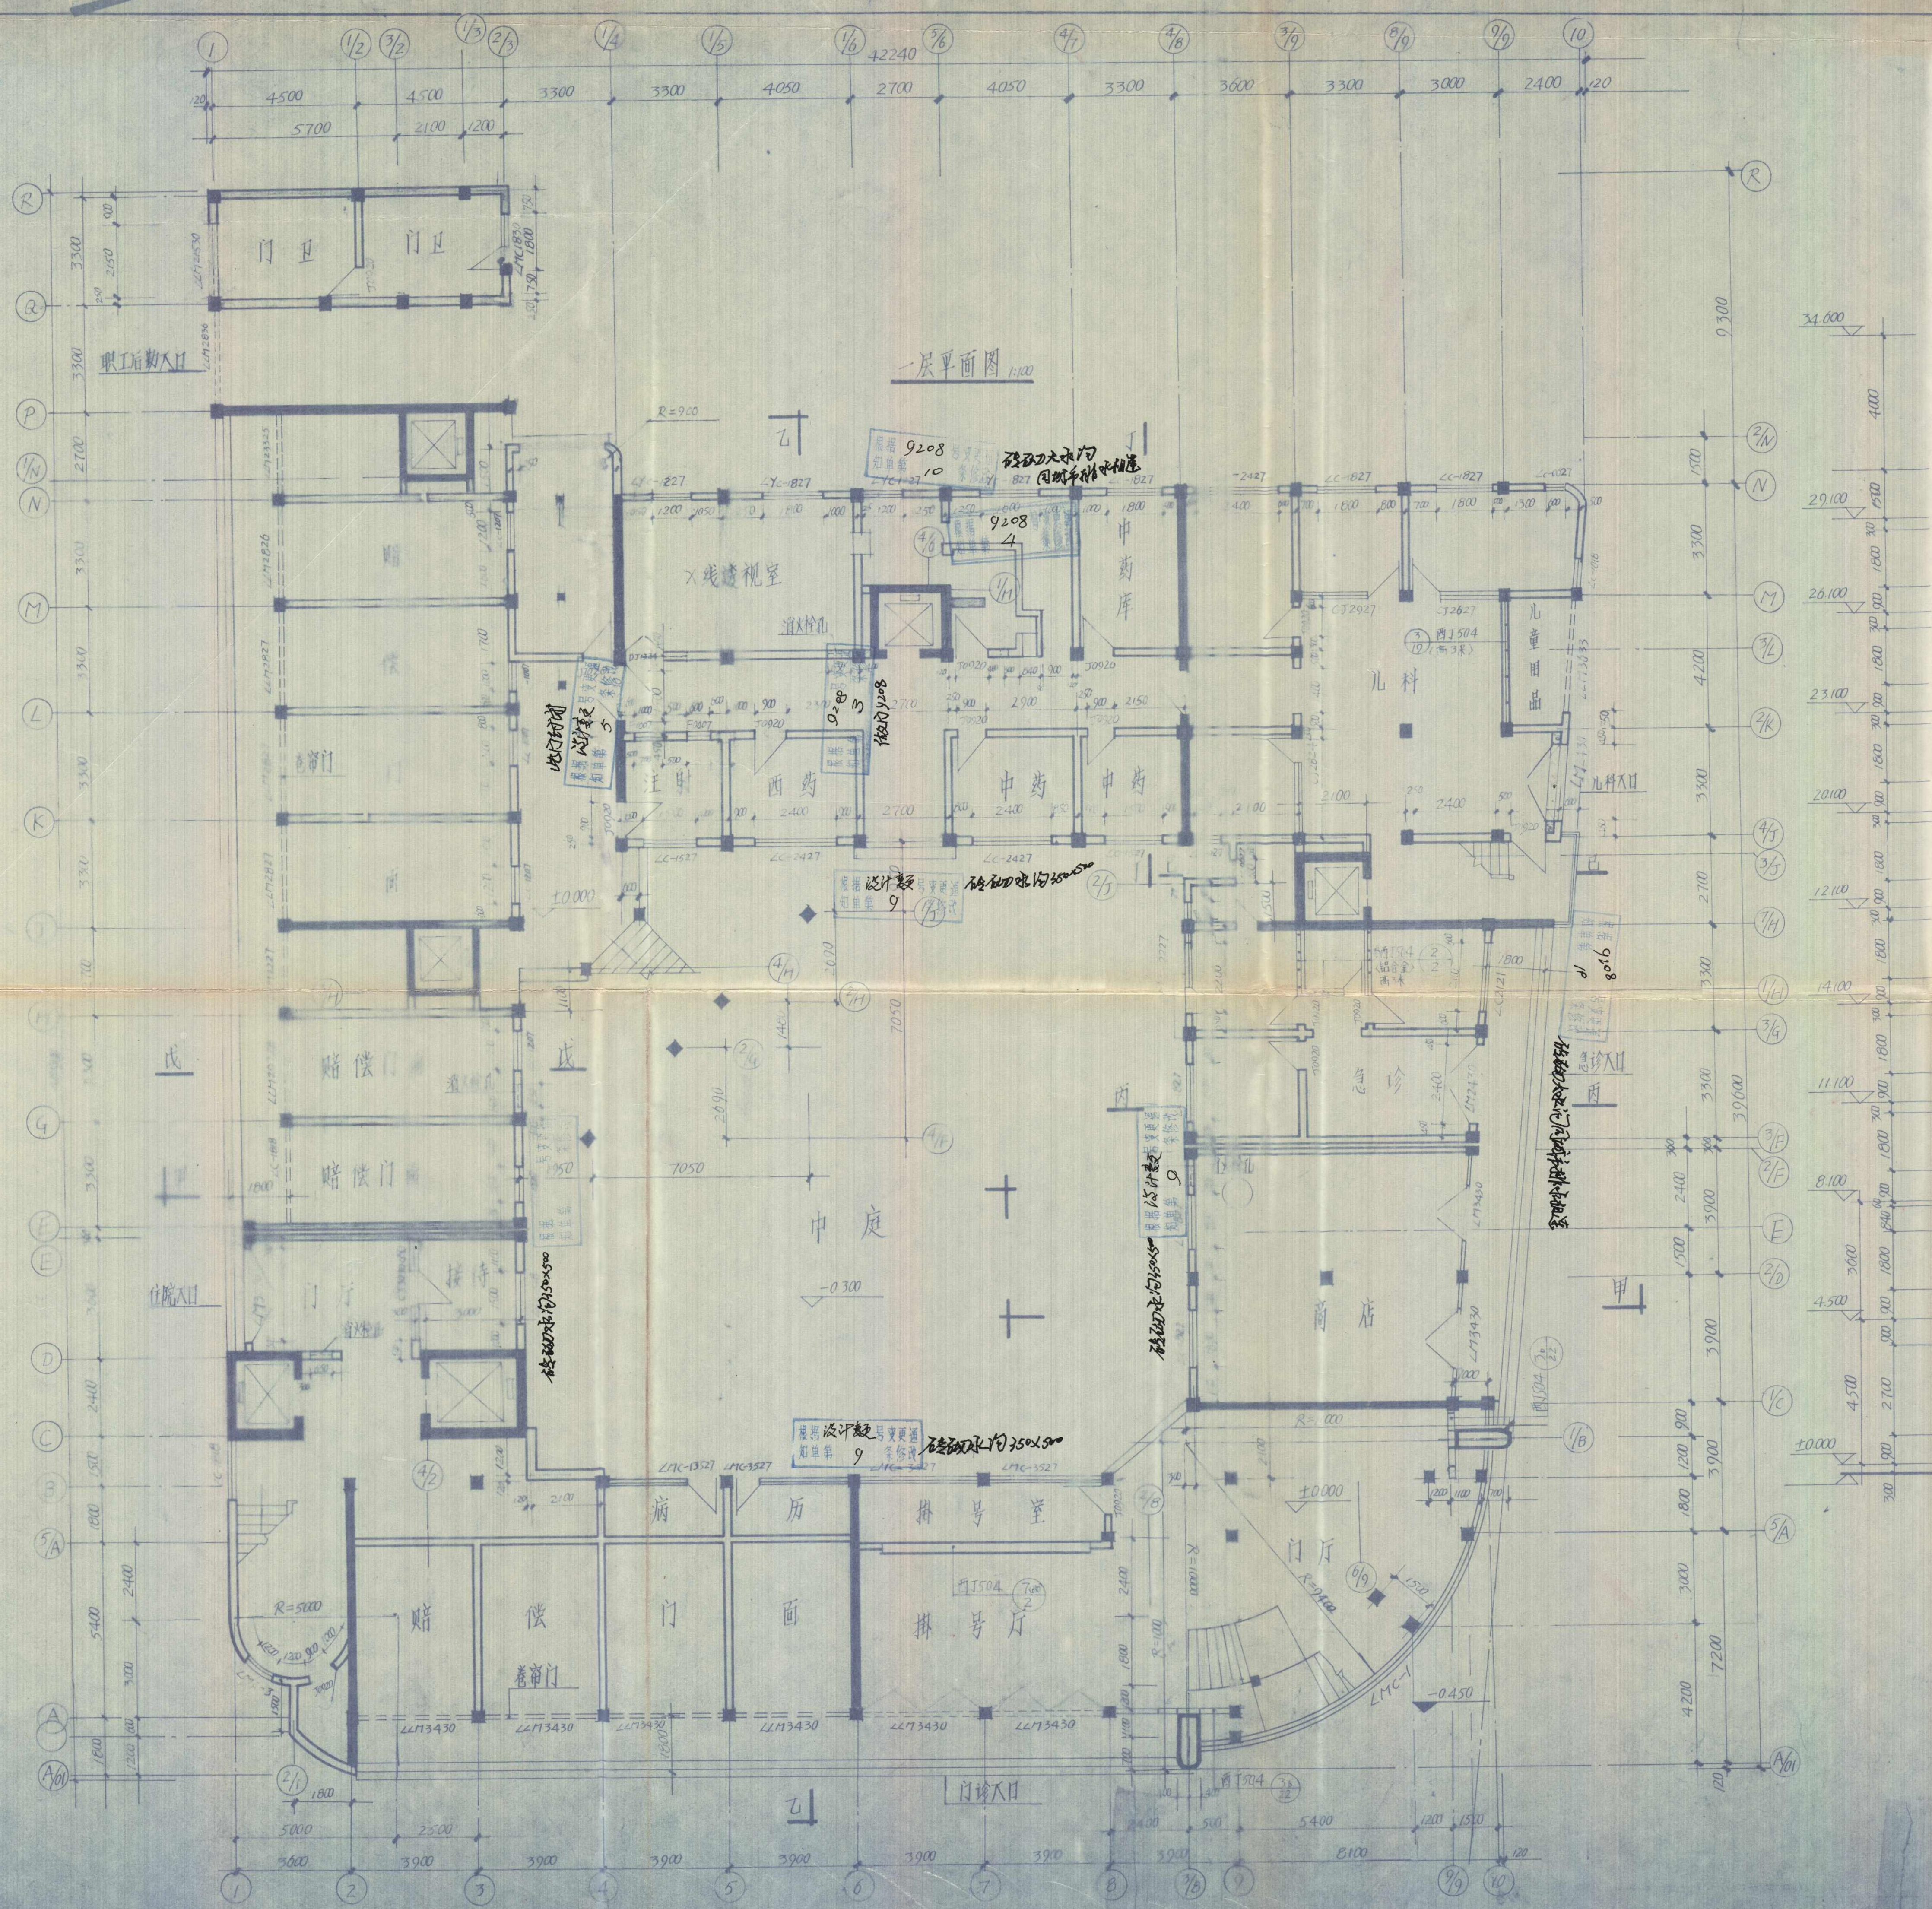





资阳县水利电力建筑勘察设计院 资阳县精神病院病房楼工程

设计: 王明 审核: 王明 制图: 王明 校对: 王明

项目负责人: 王明 设计日期: 2010.10.10 图号: 3602


一层平面图 008

三层平面图 1:100
尺寸及门窗标注

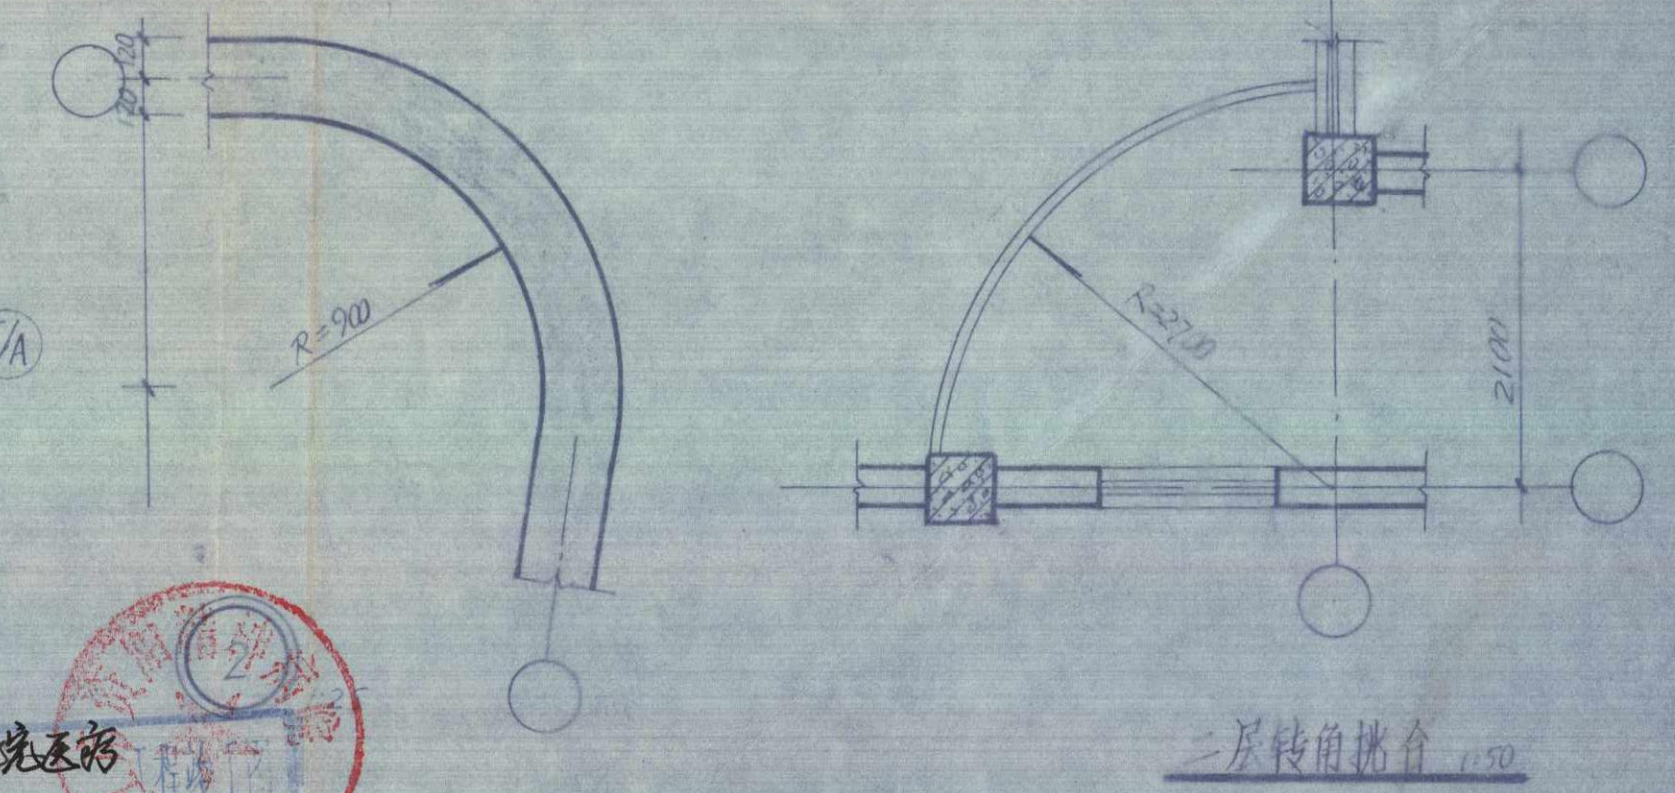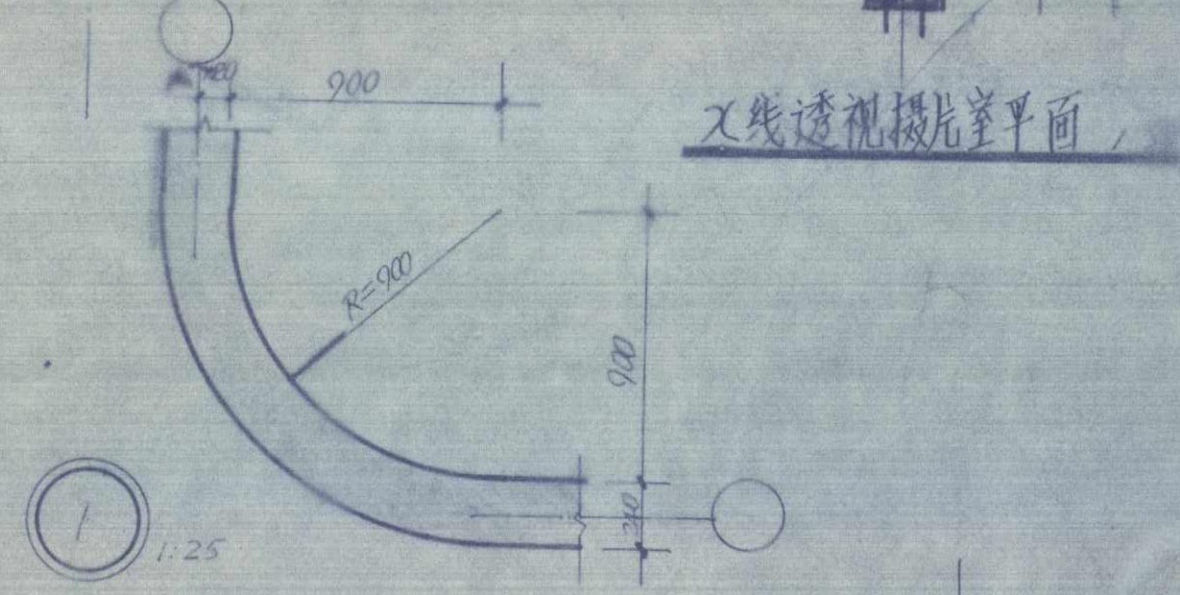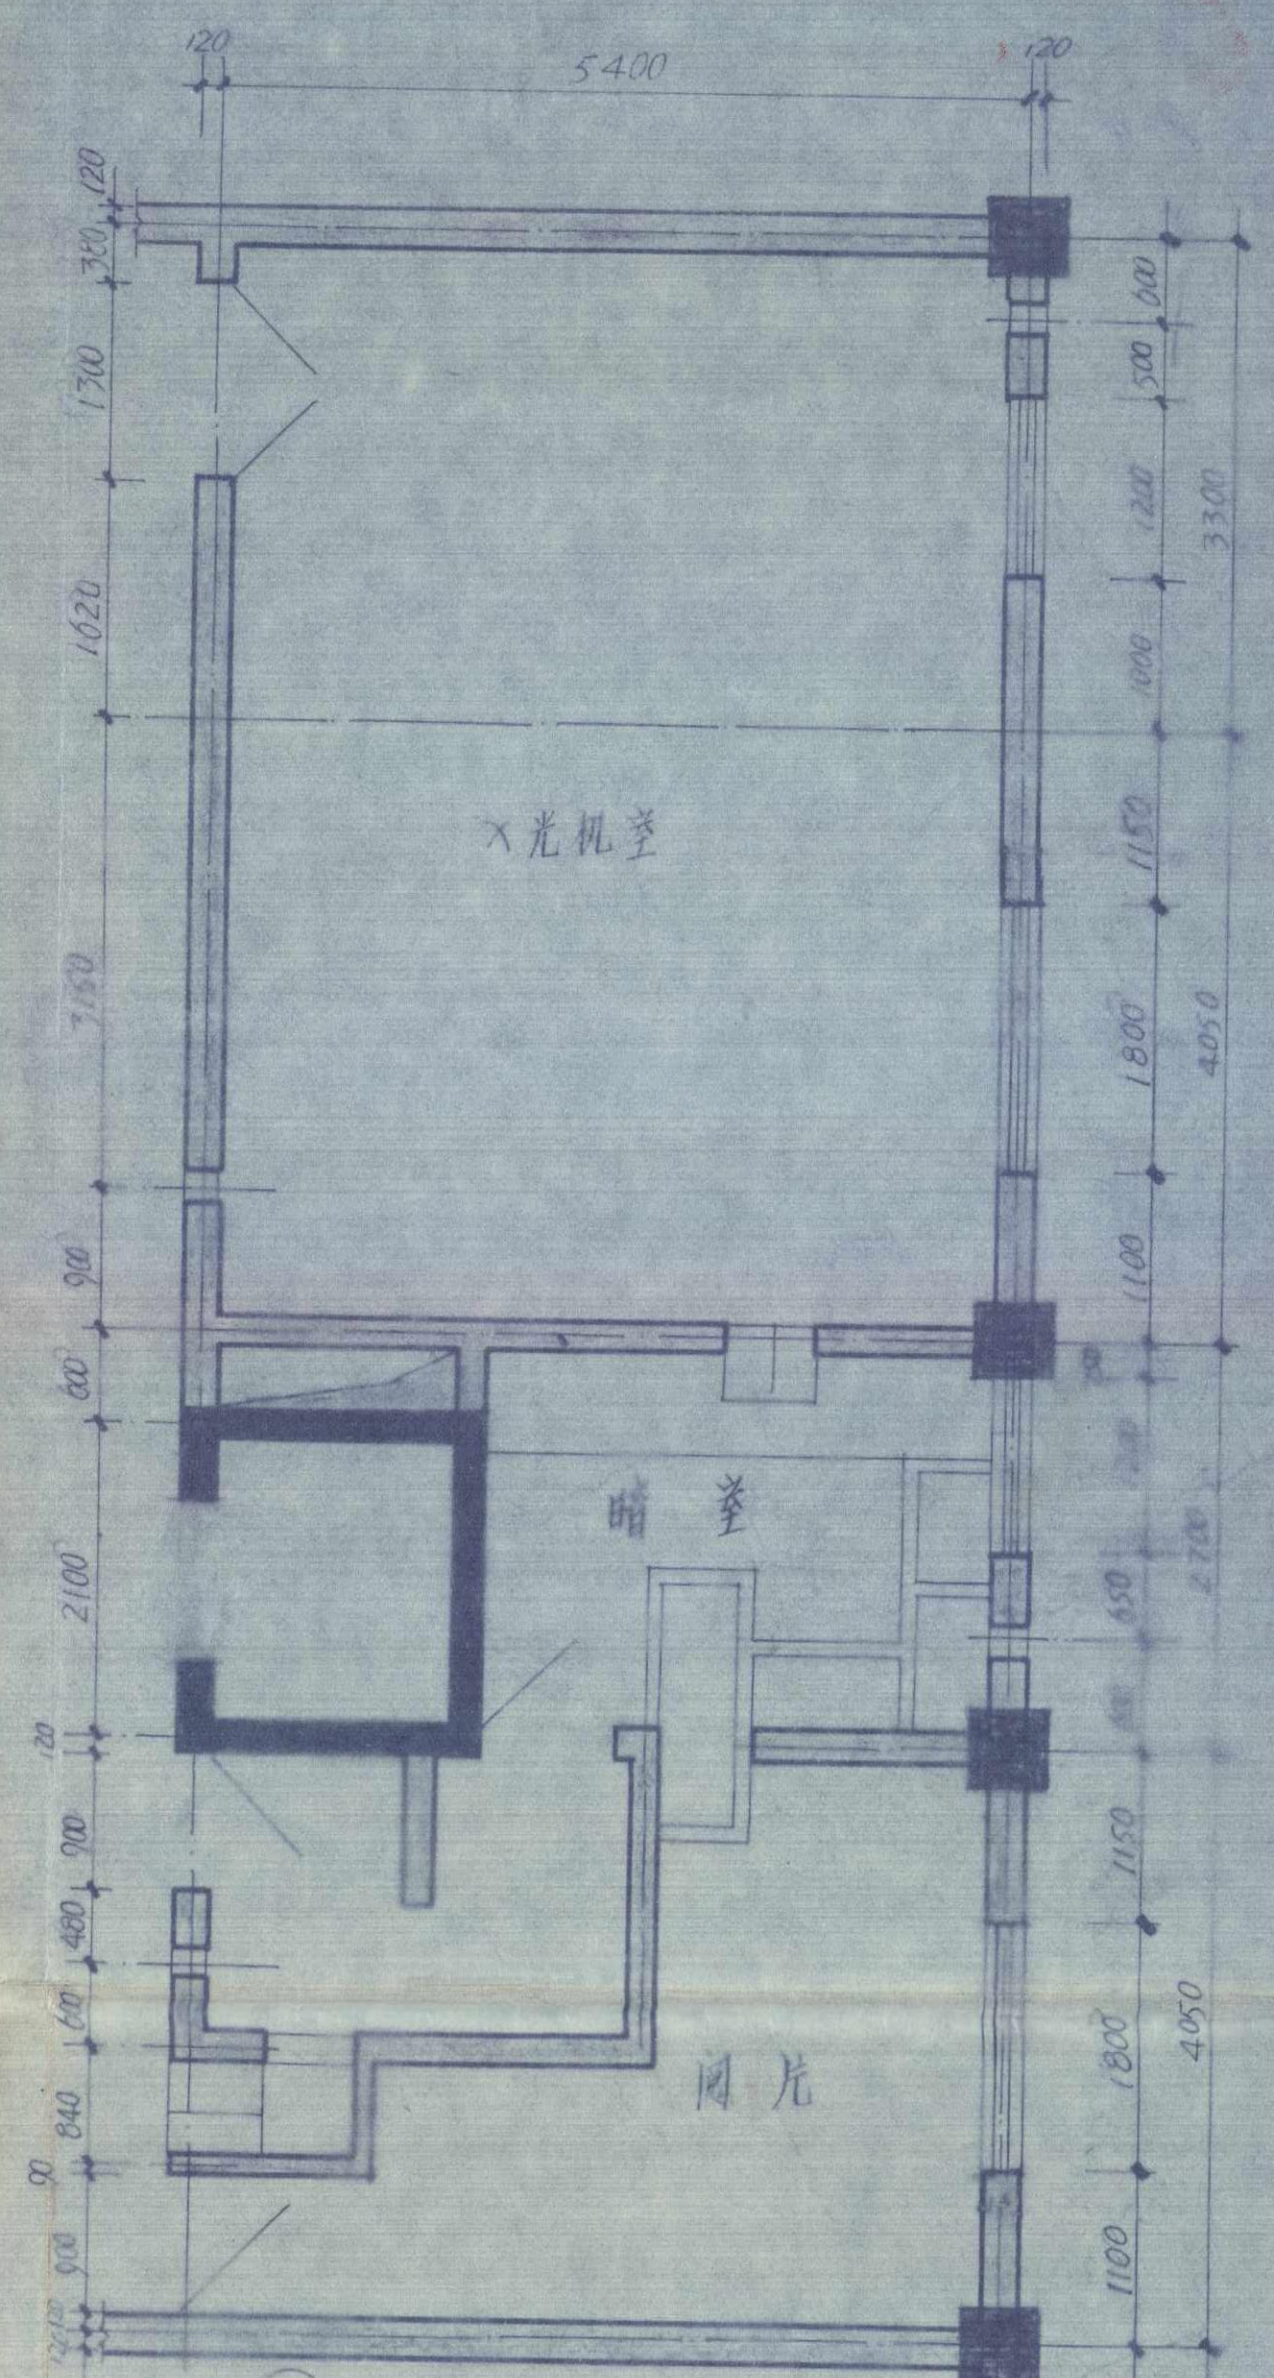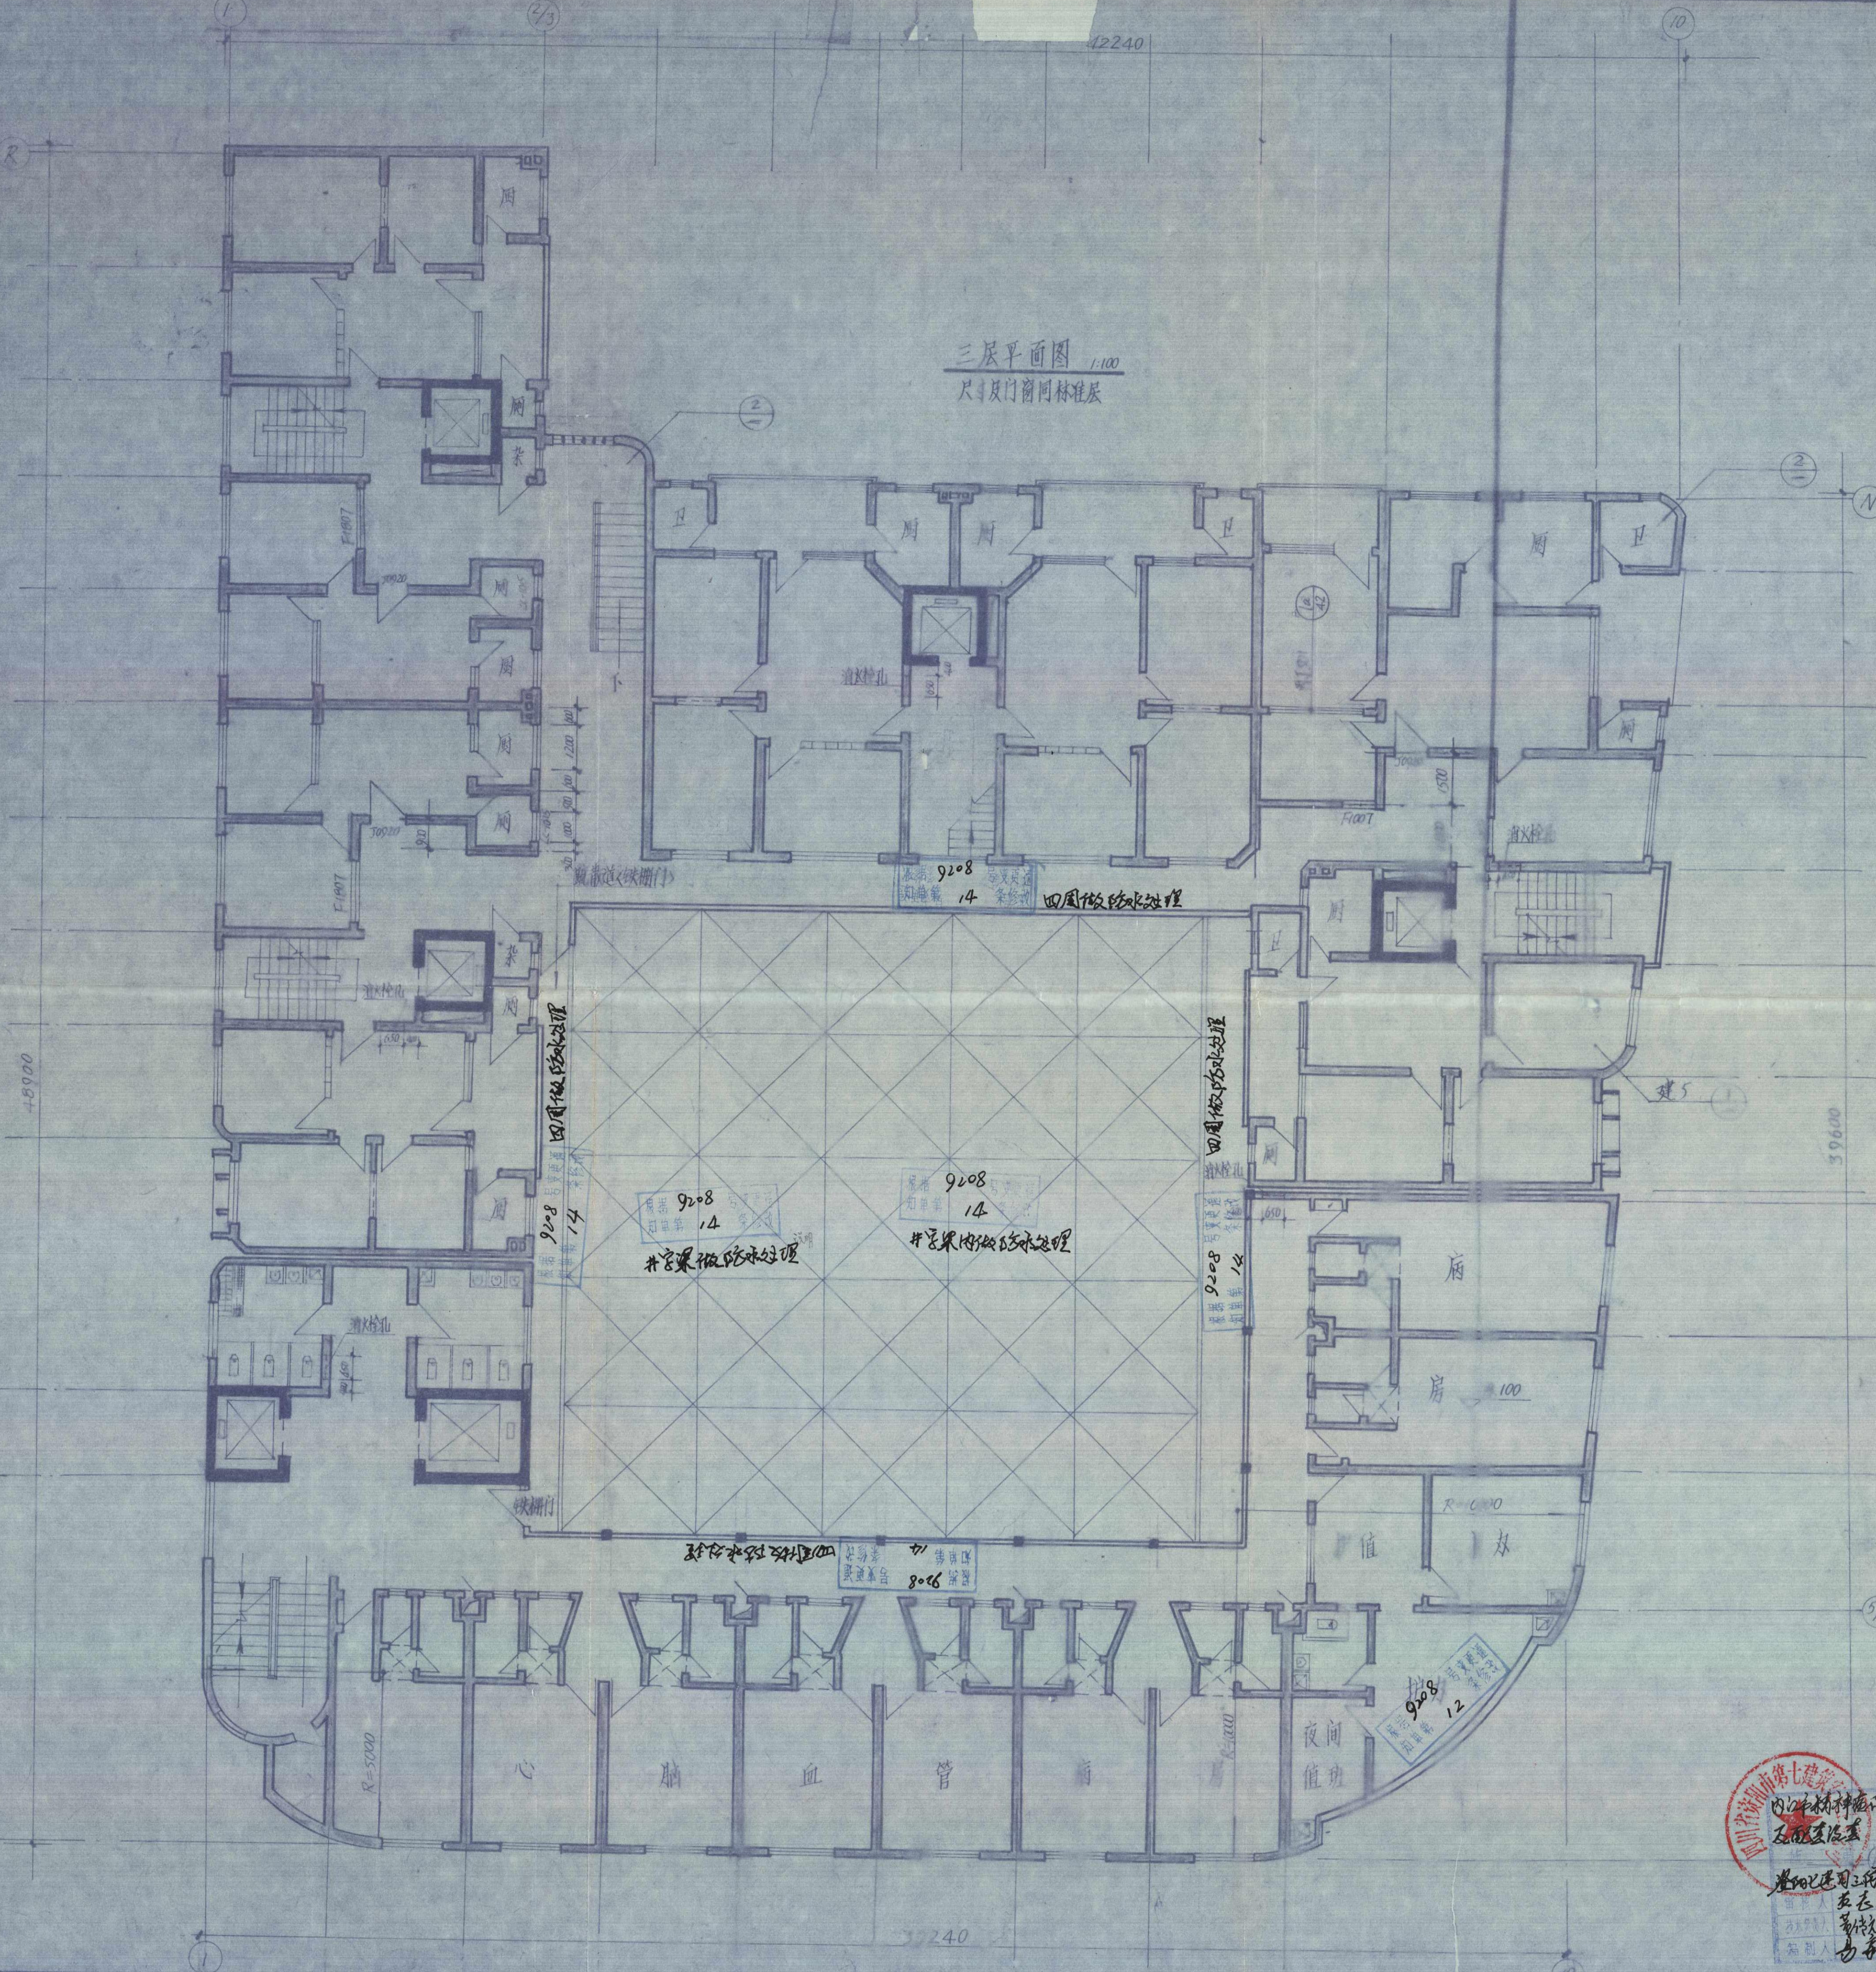


四川省第七设计院
内江材料科学研究所
设计人：王德成
审核人：李德成
日期：1984.6

资阳县水利电力建筑勘察设计院
内江材料科学研究所
设计人：王德成
审核人：李德成
日期：1984.6
三层平面图

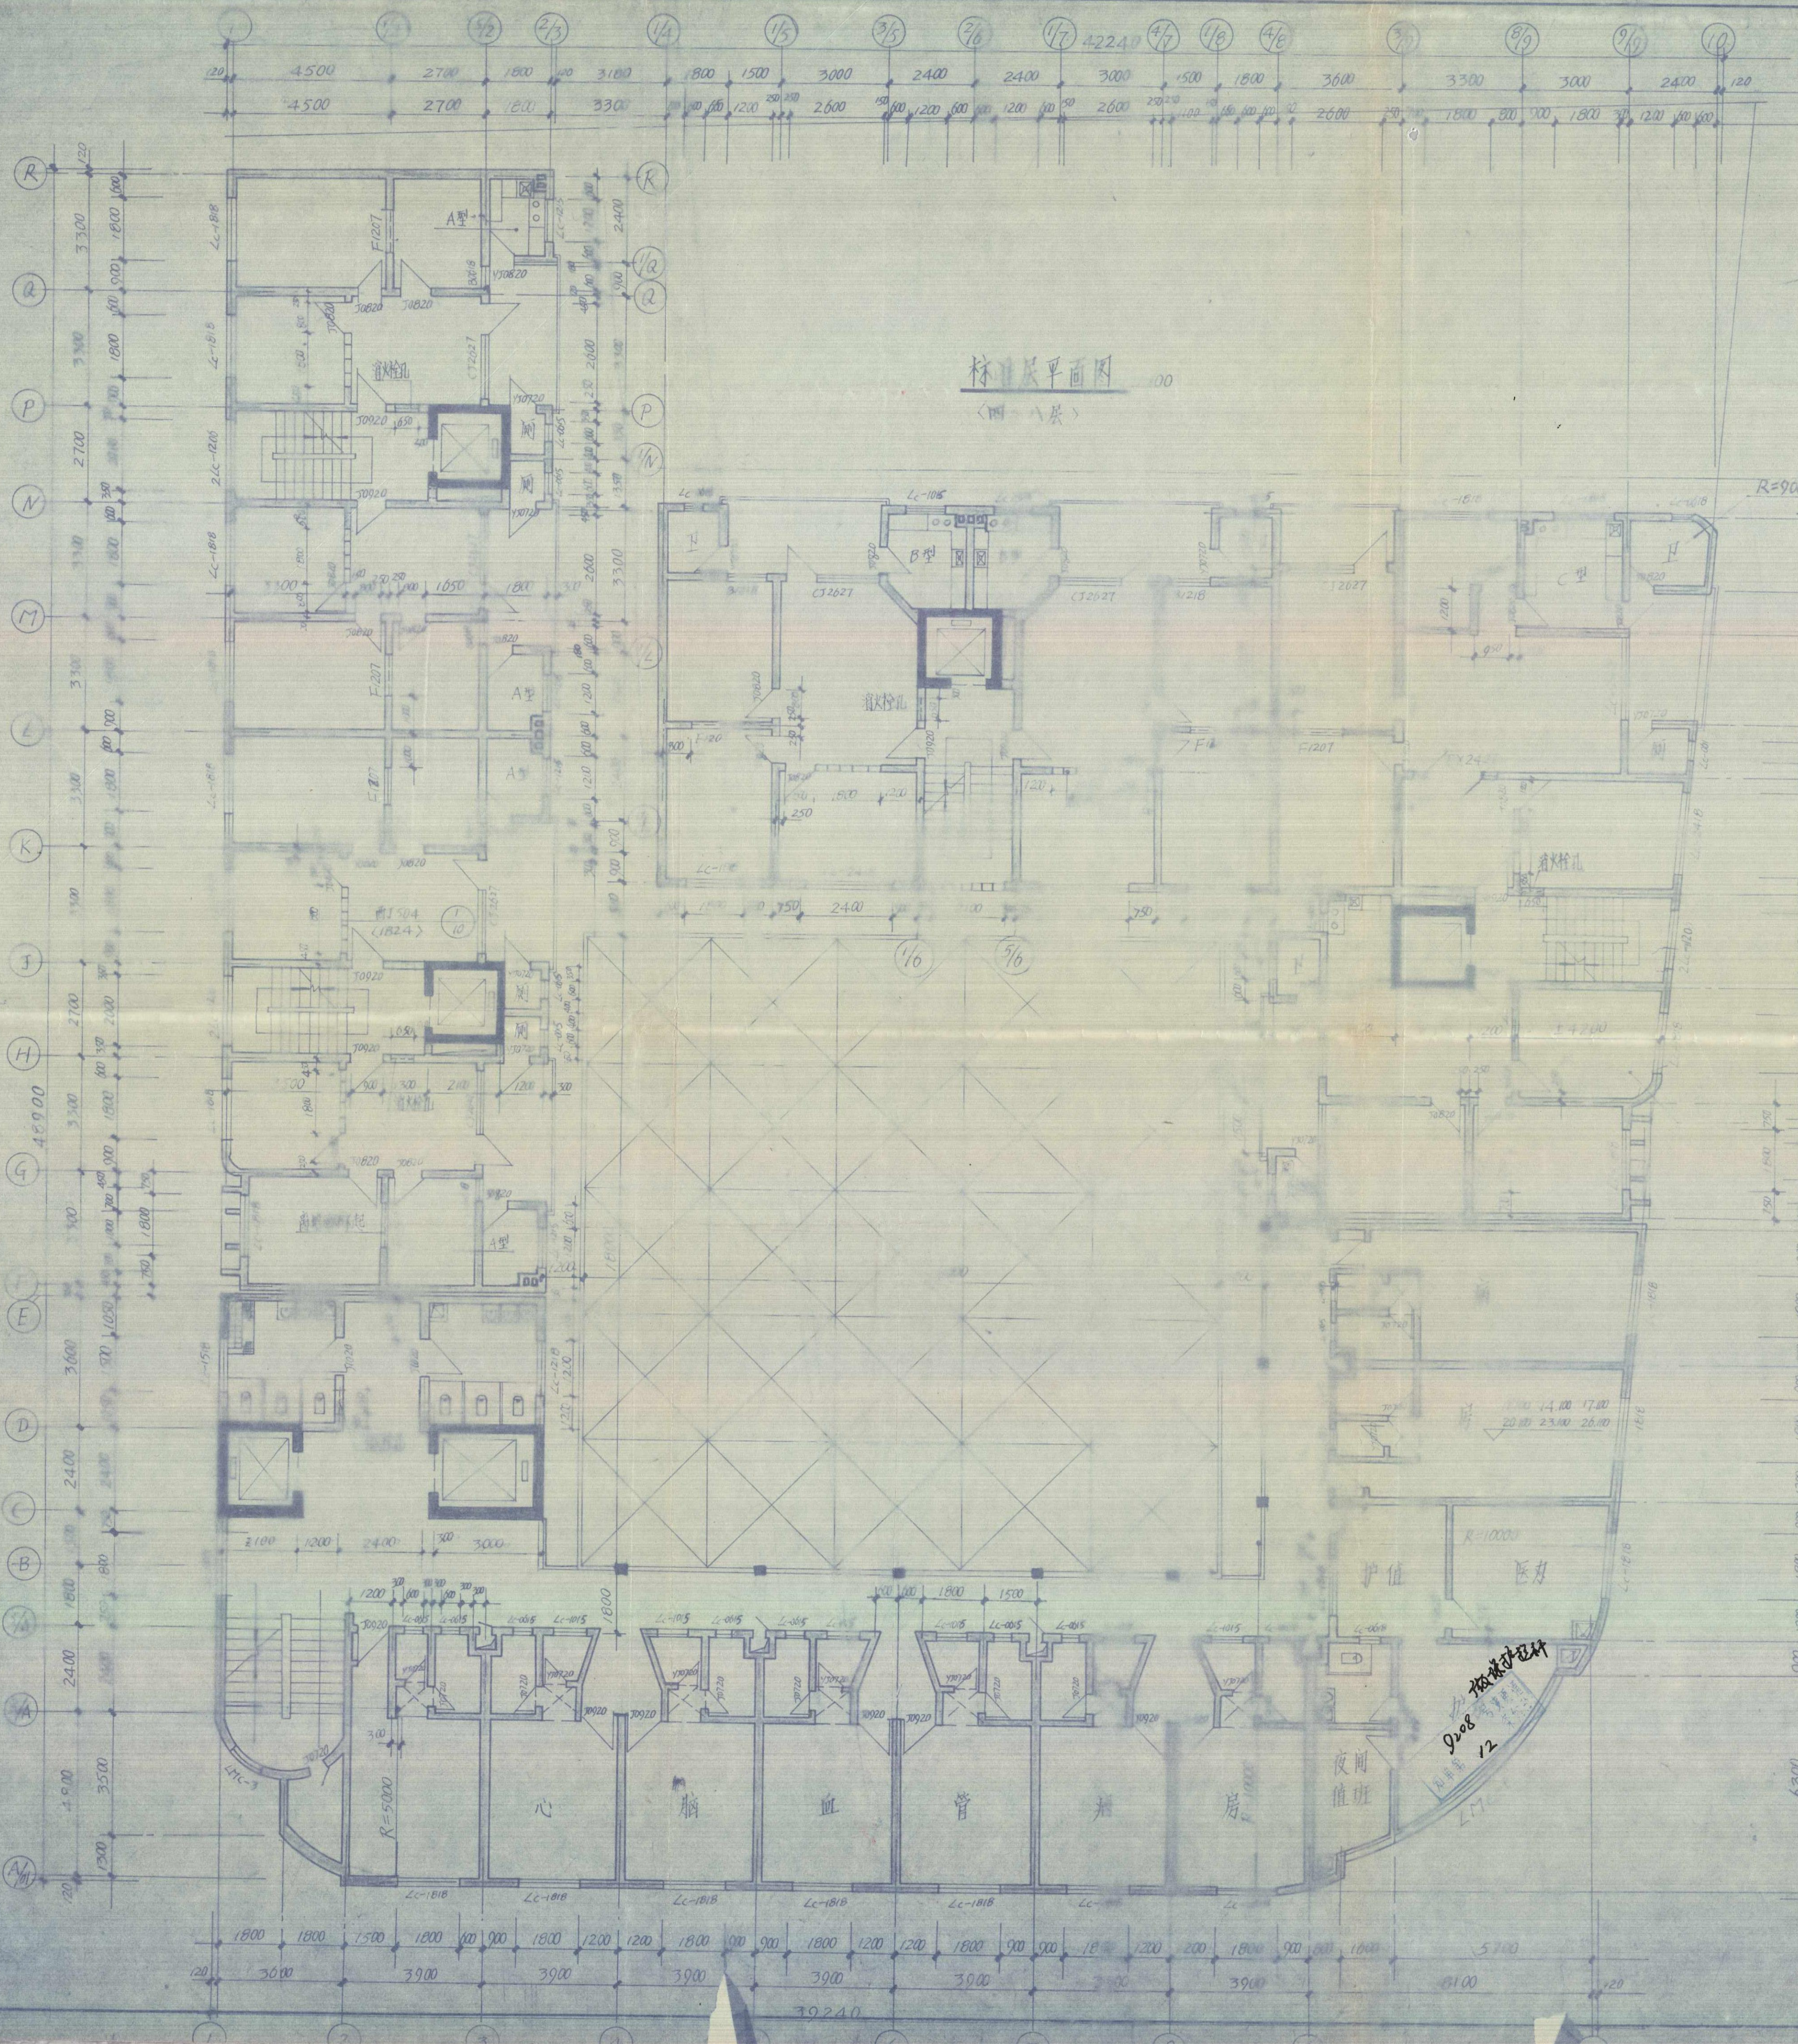

标准层平面图
(四~八层)


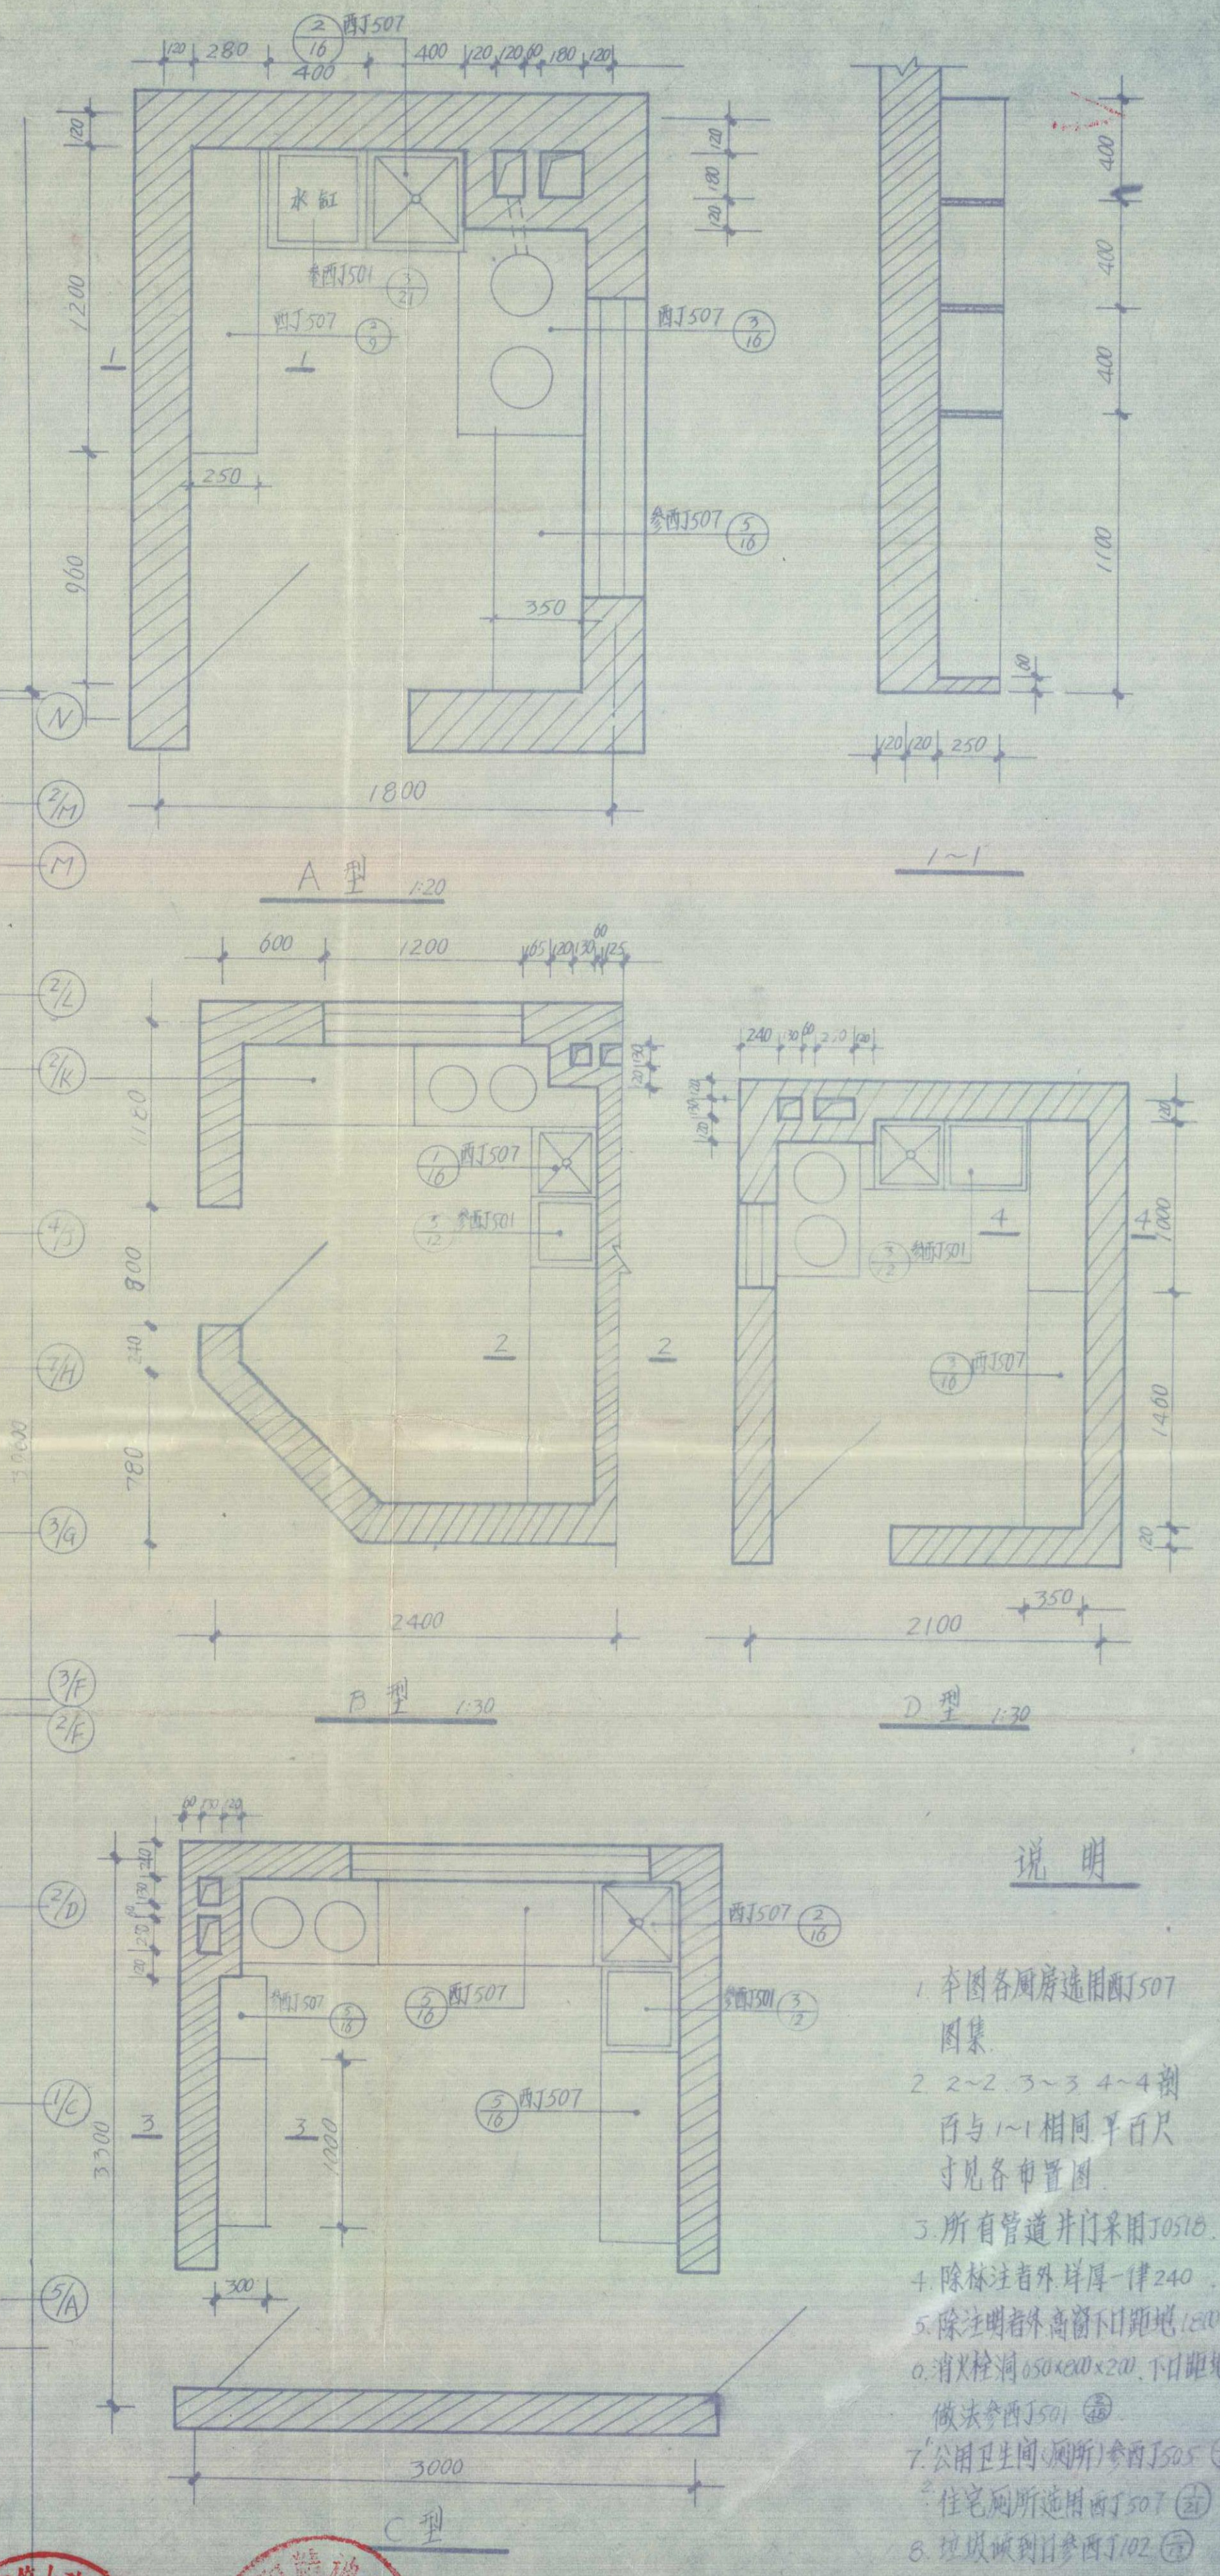


说明

1. 本图各房房顶采用J507图集
2. 2~2, 3~3, 4~4剖面与1~1相同, 剖面尺寸见各剖面图
3. 所有管道井门采用J507B
4. 除注明者外, 墙体一律240
5. 除注明者外, 窗台下口距地1200
6. 消防栓洞650x200x200, 下口距地700, 做法参照J507
7. 公用卫生间(厕所)参照J507
8. 住宅厕所参照J507



资阳县水利电力建筑勘察设计院 内江市资阳县精神病院及家属楼工程
设计人: 王... 审核人: 王... 制图人: 王... 日期: 92.10.10

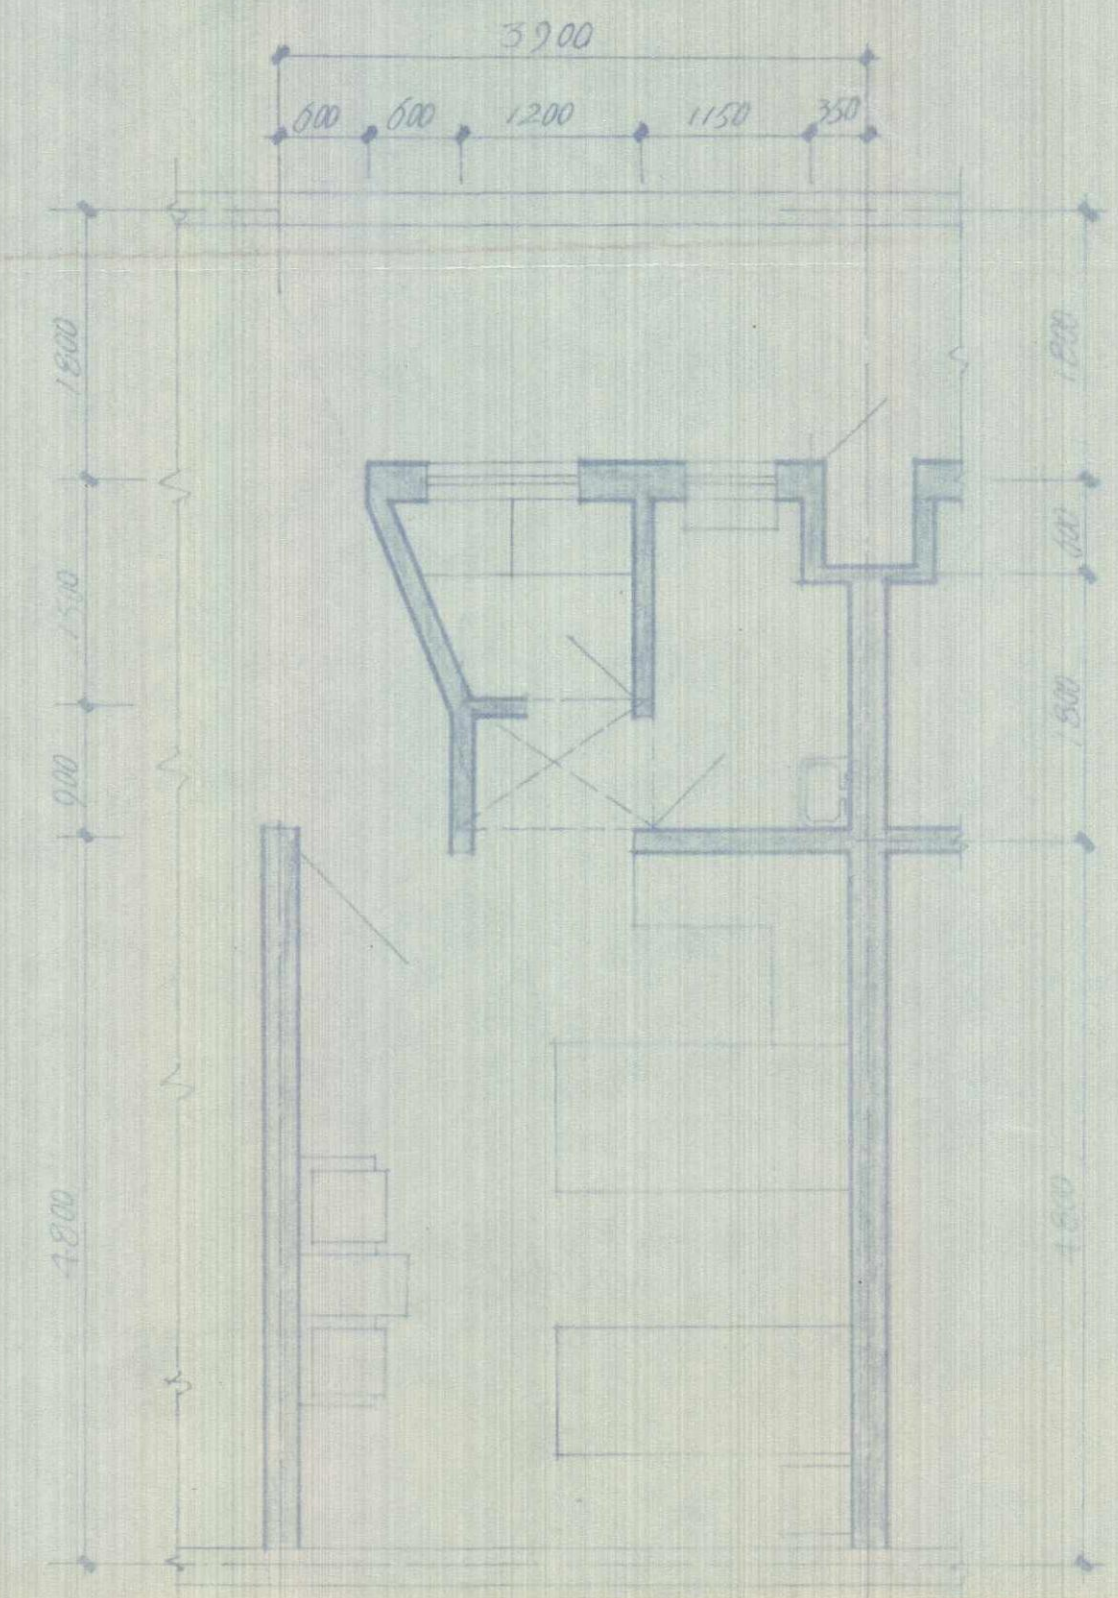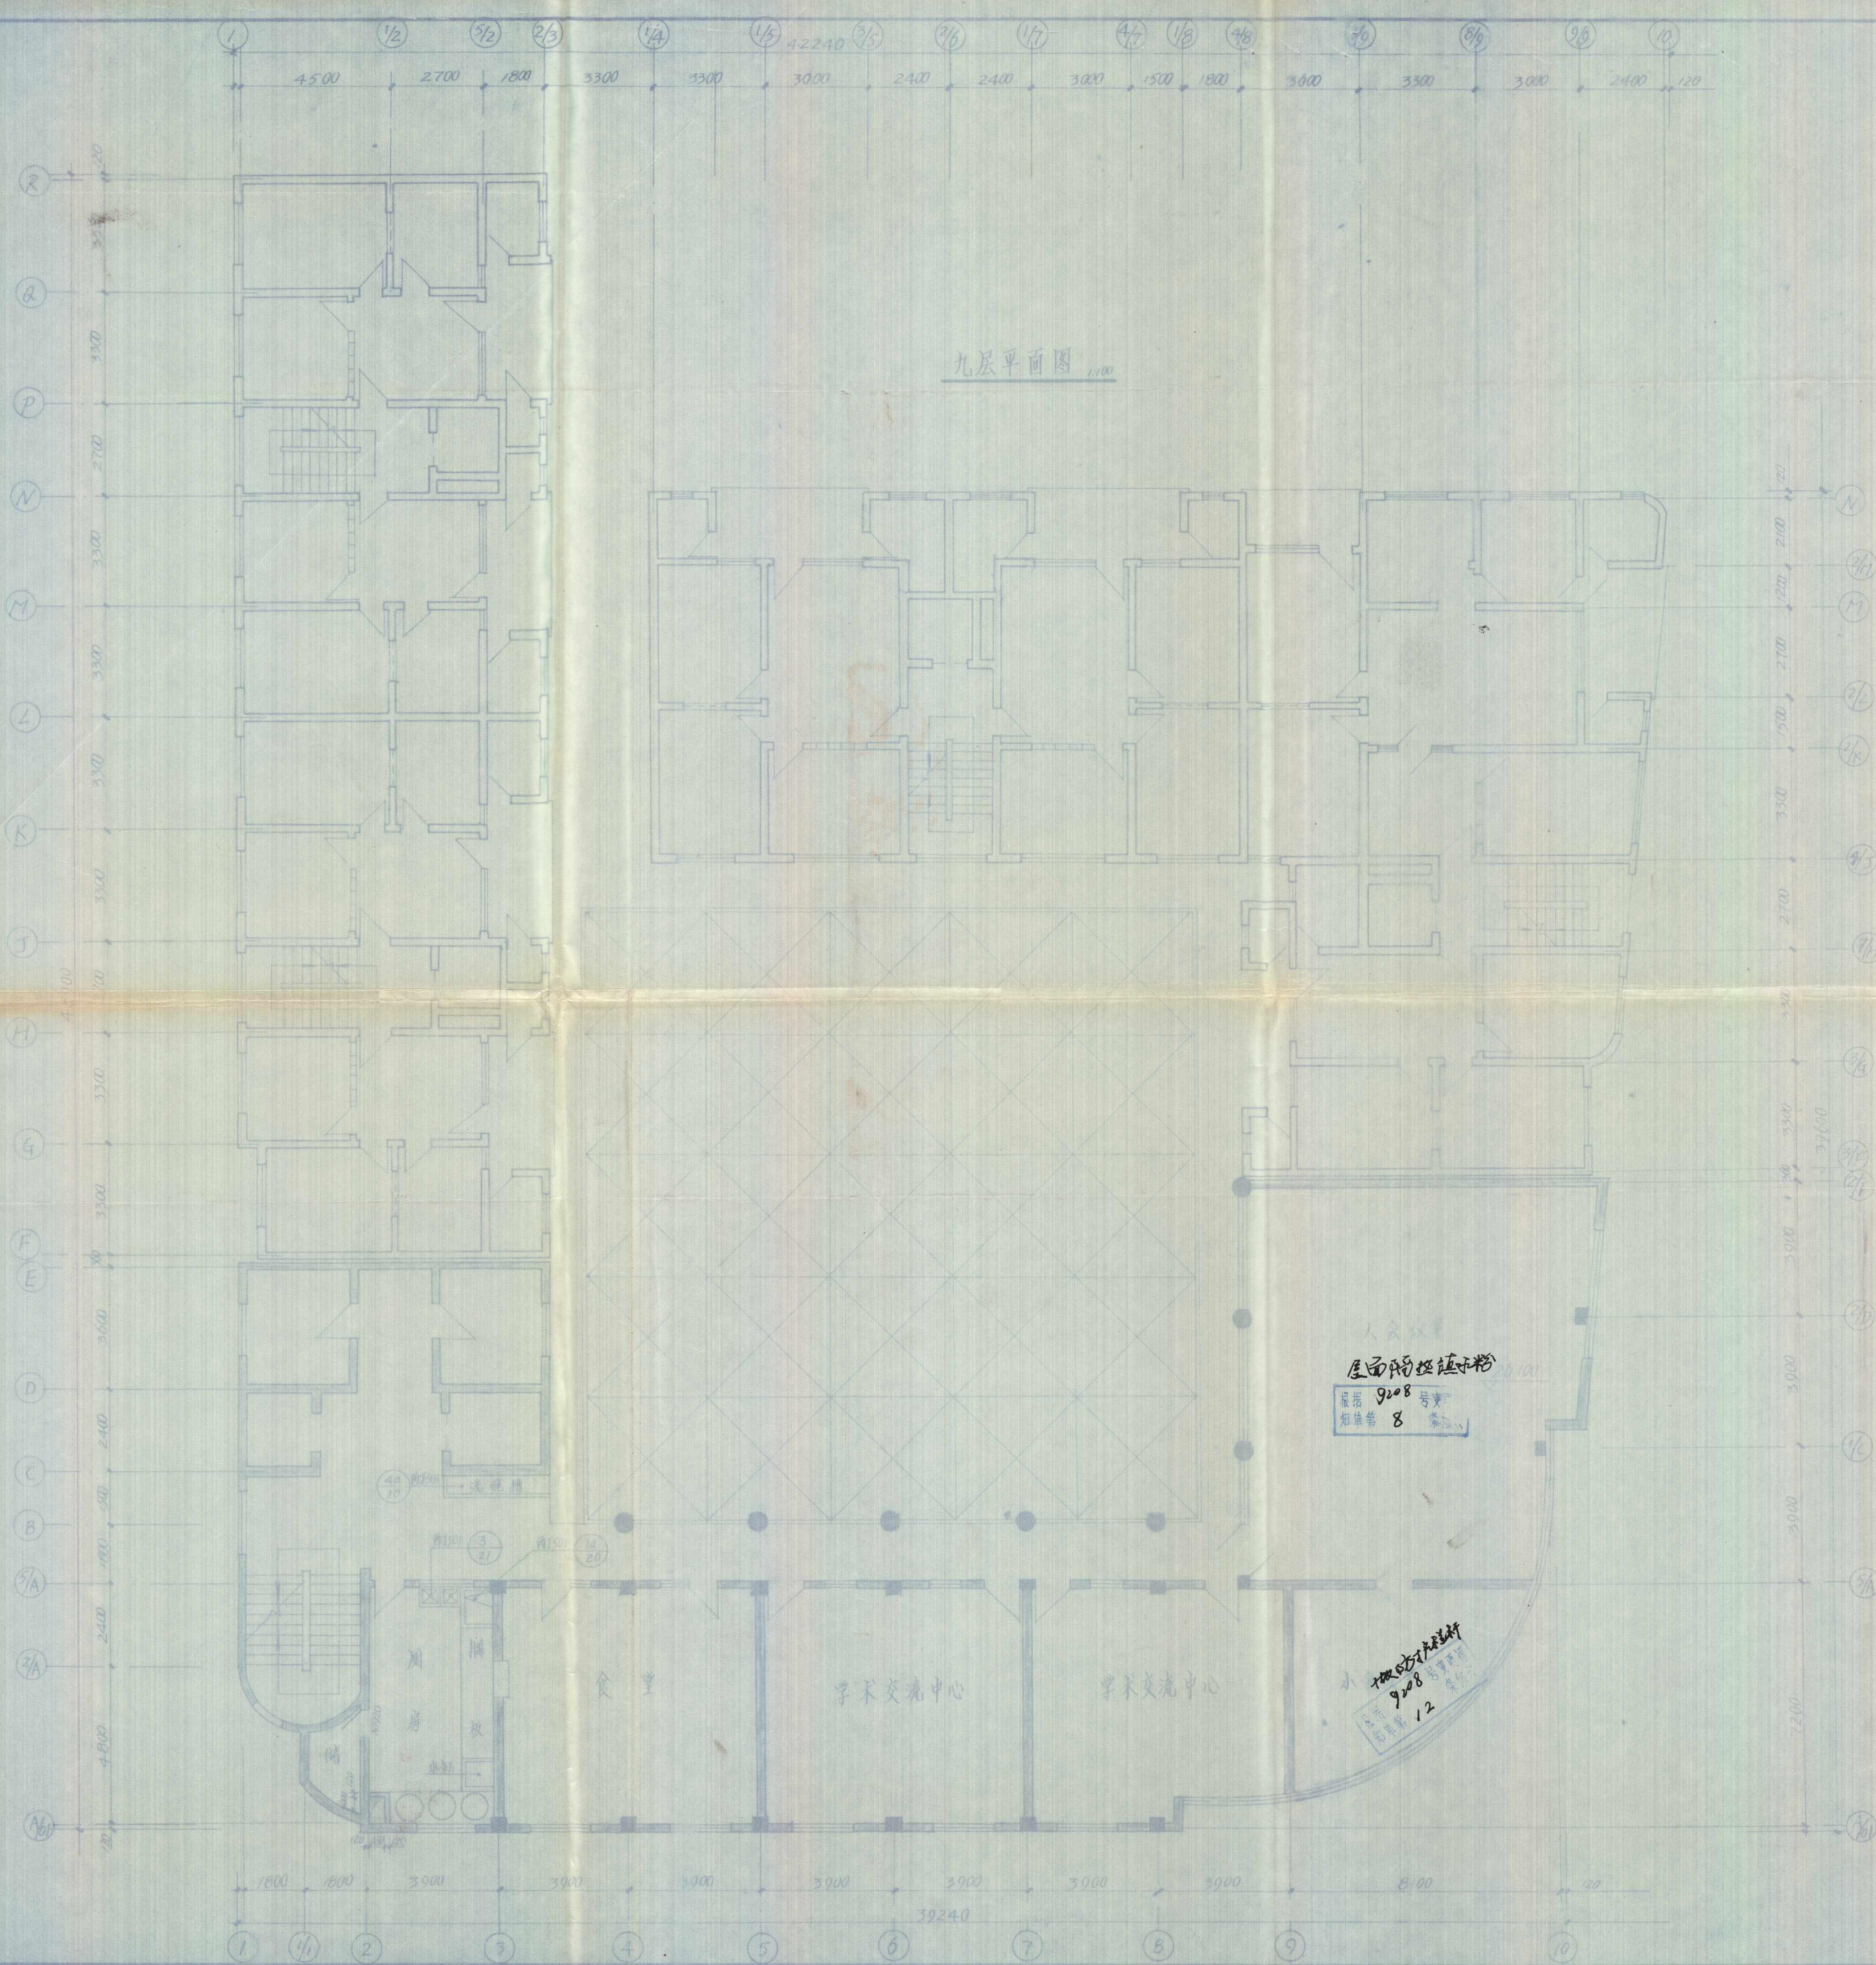


病房标准间 1:50




资阳县水利电力建筑勘察设计院		四川省人民医院		建筑部
设计人: 李德全		审核人: 李德全		施工图阶段
日期: 92.10.24		图号: 7		共10张
项目负责人: 李德全		编制人: 李德全		日期: 92.10.24


九层平面图

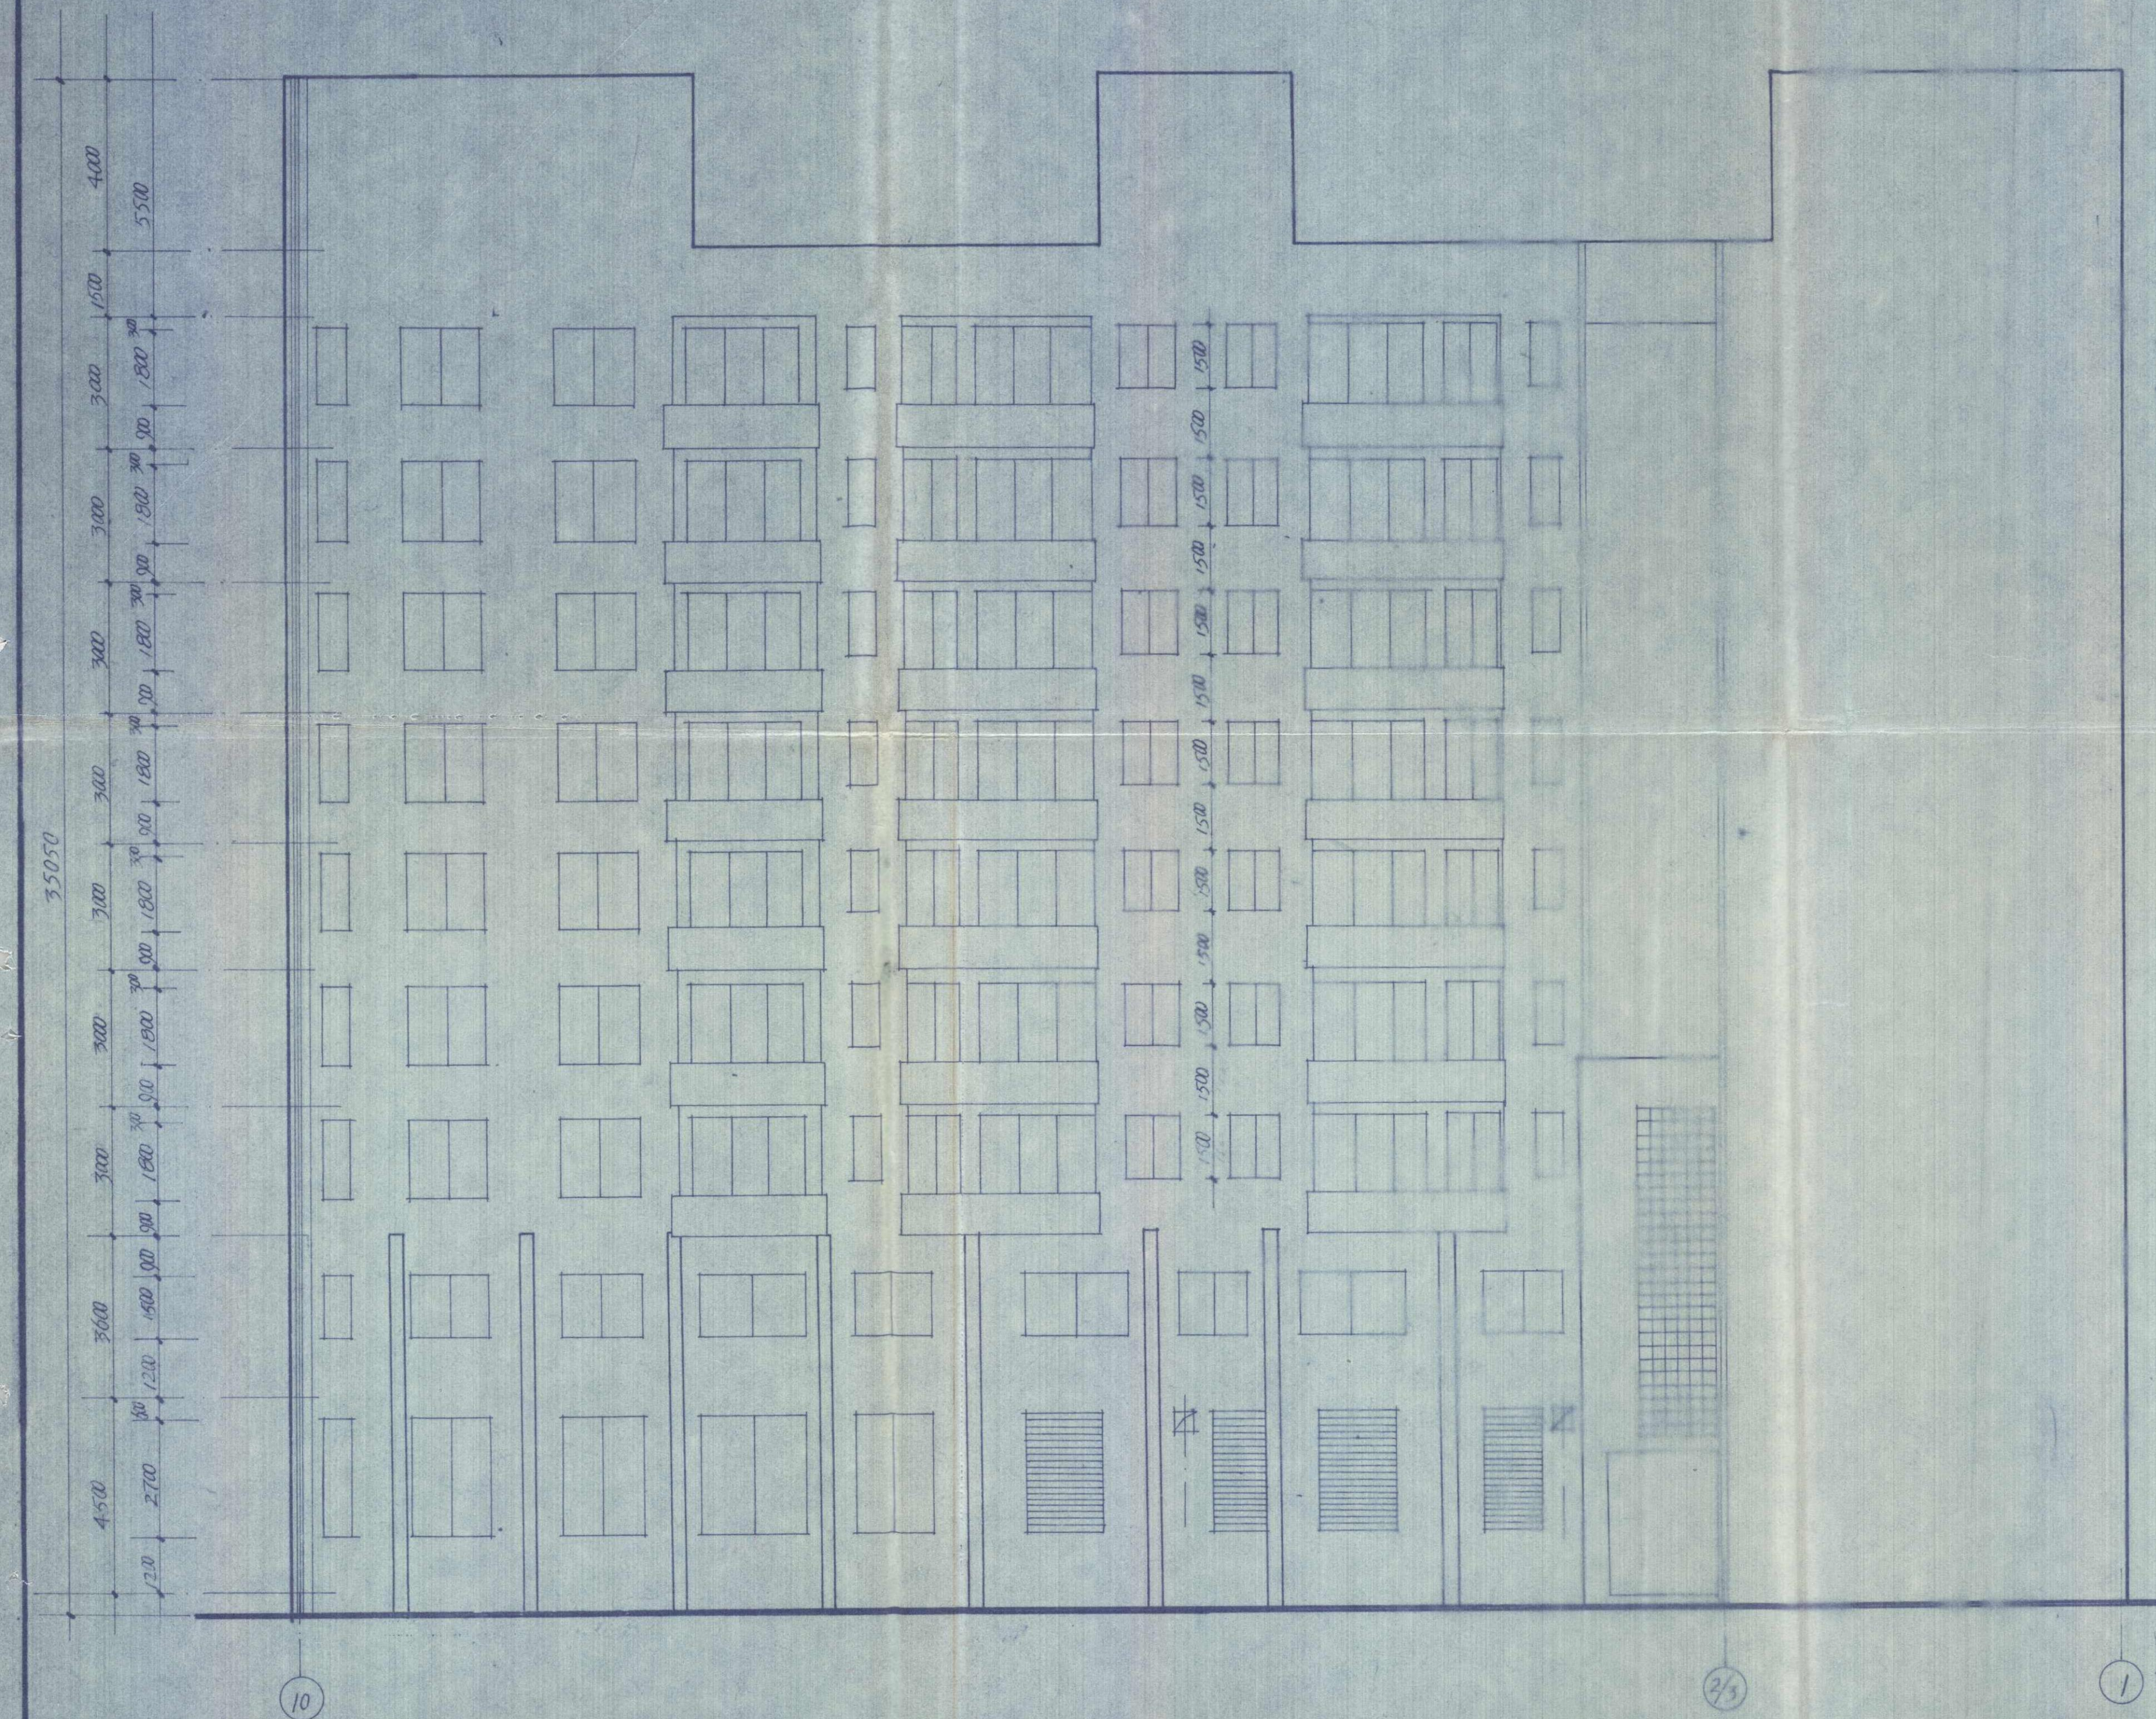

10-1 立面 1:100

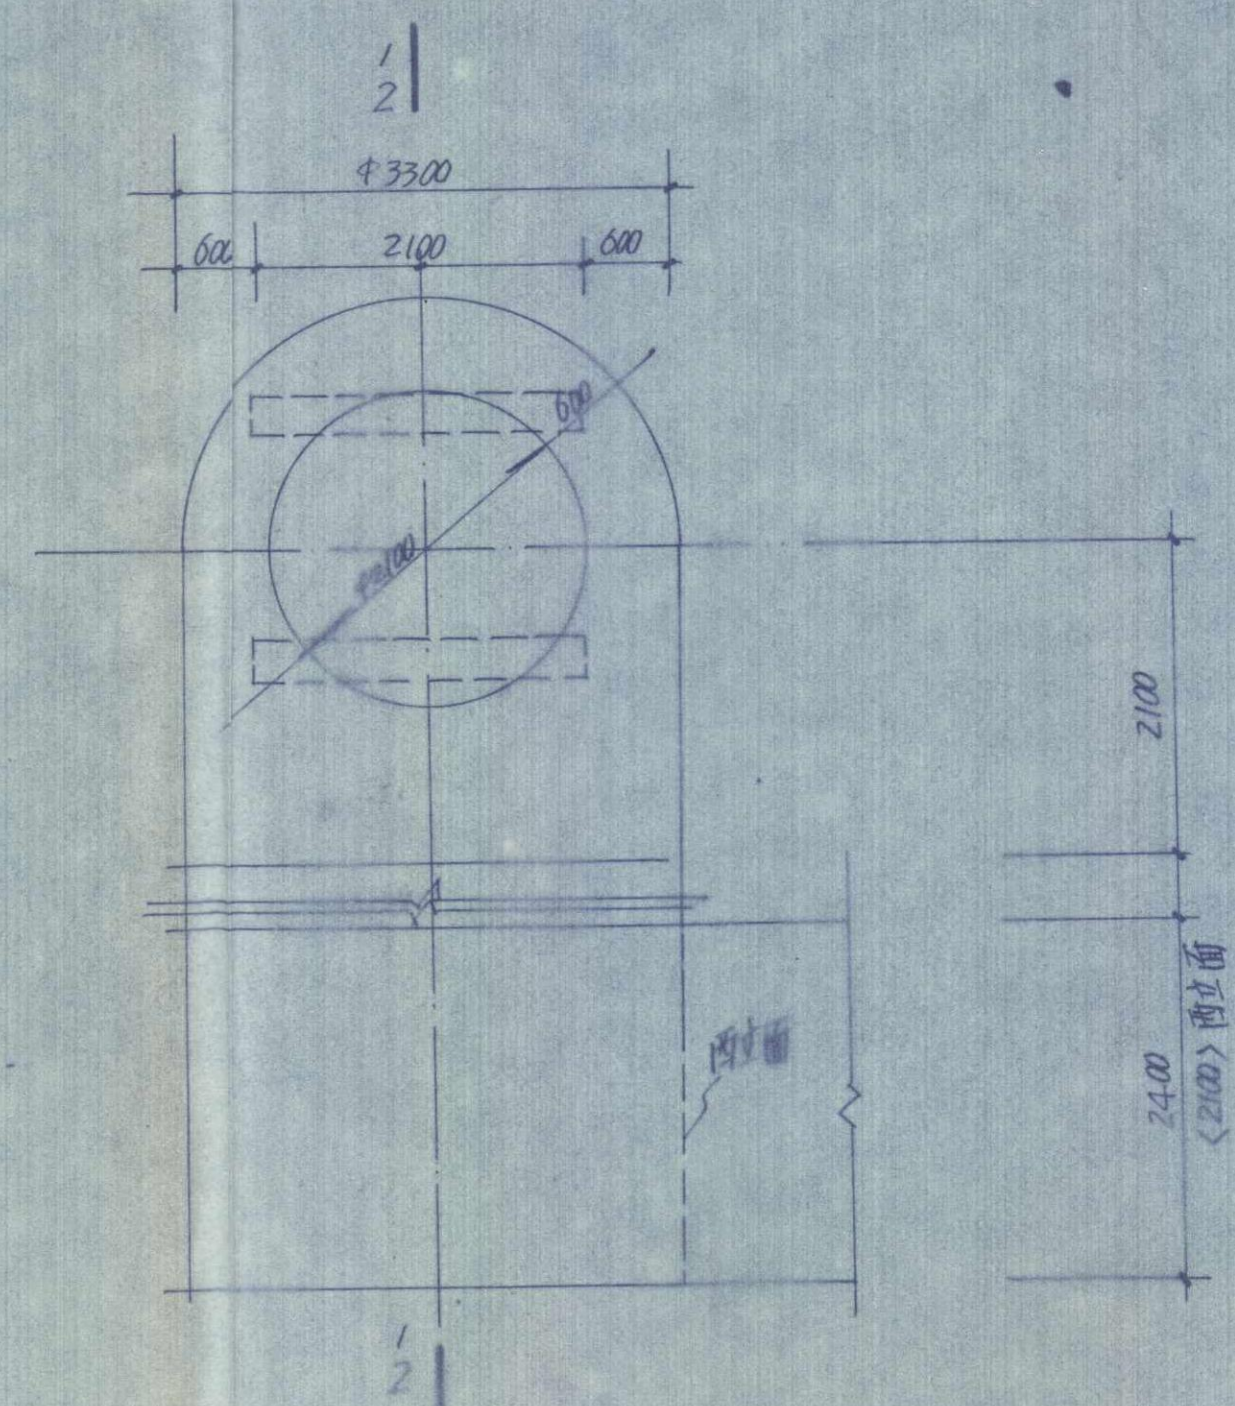

10-2 立面 1:50

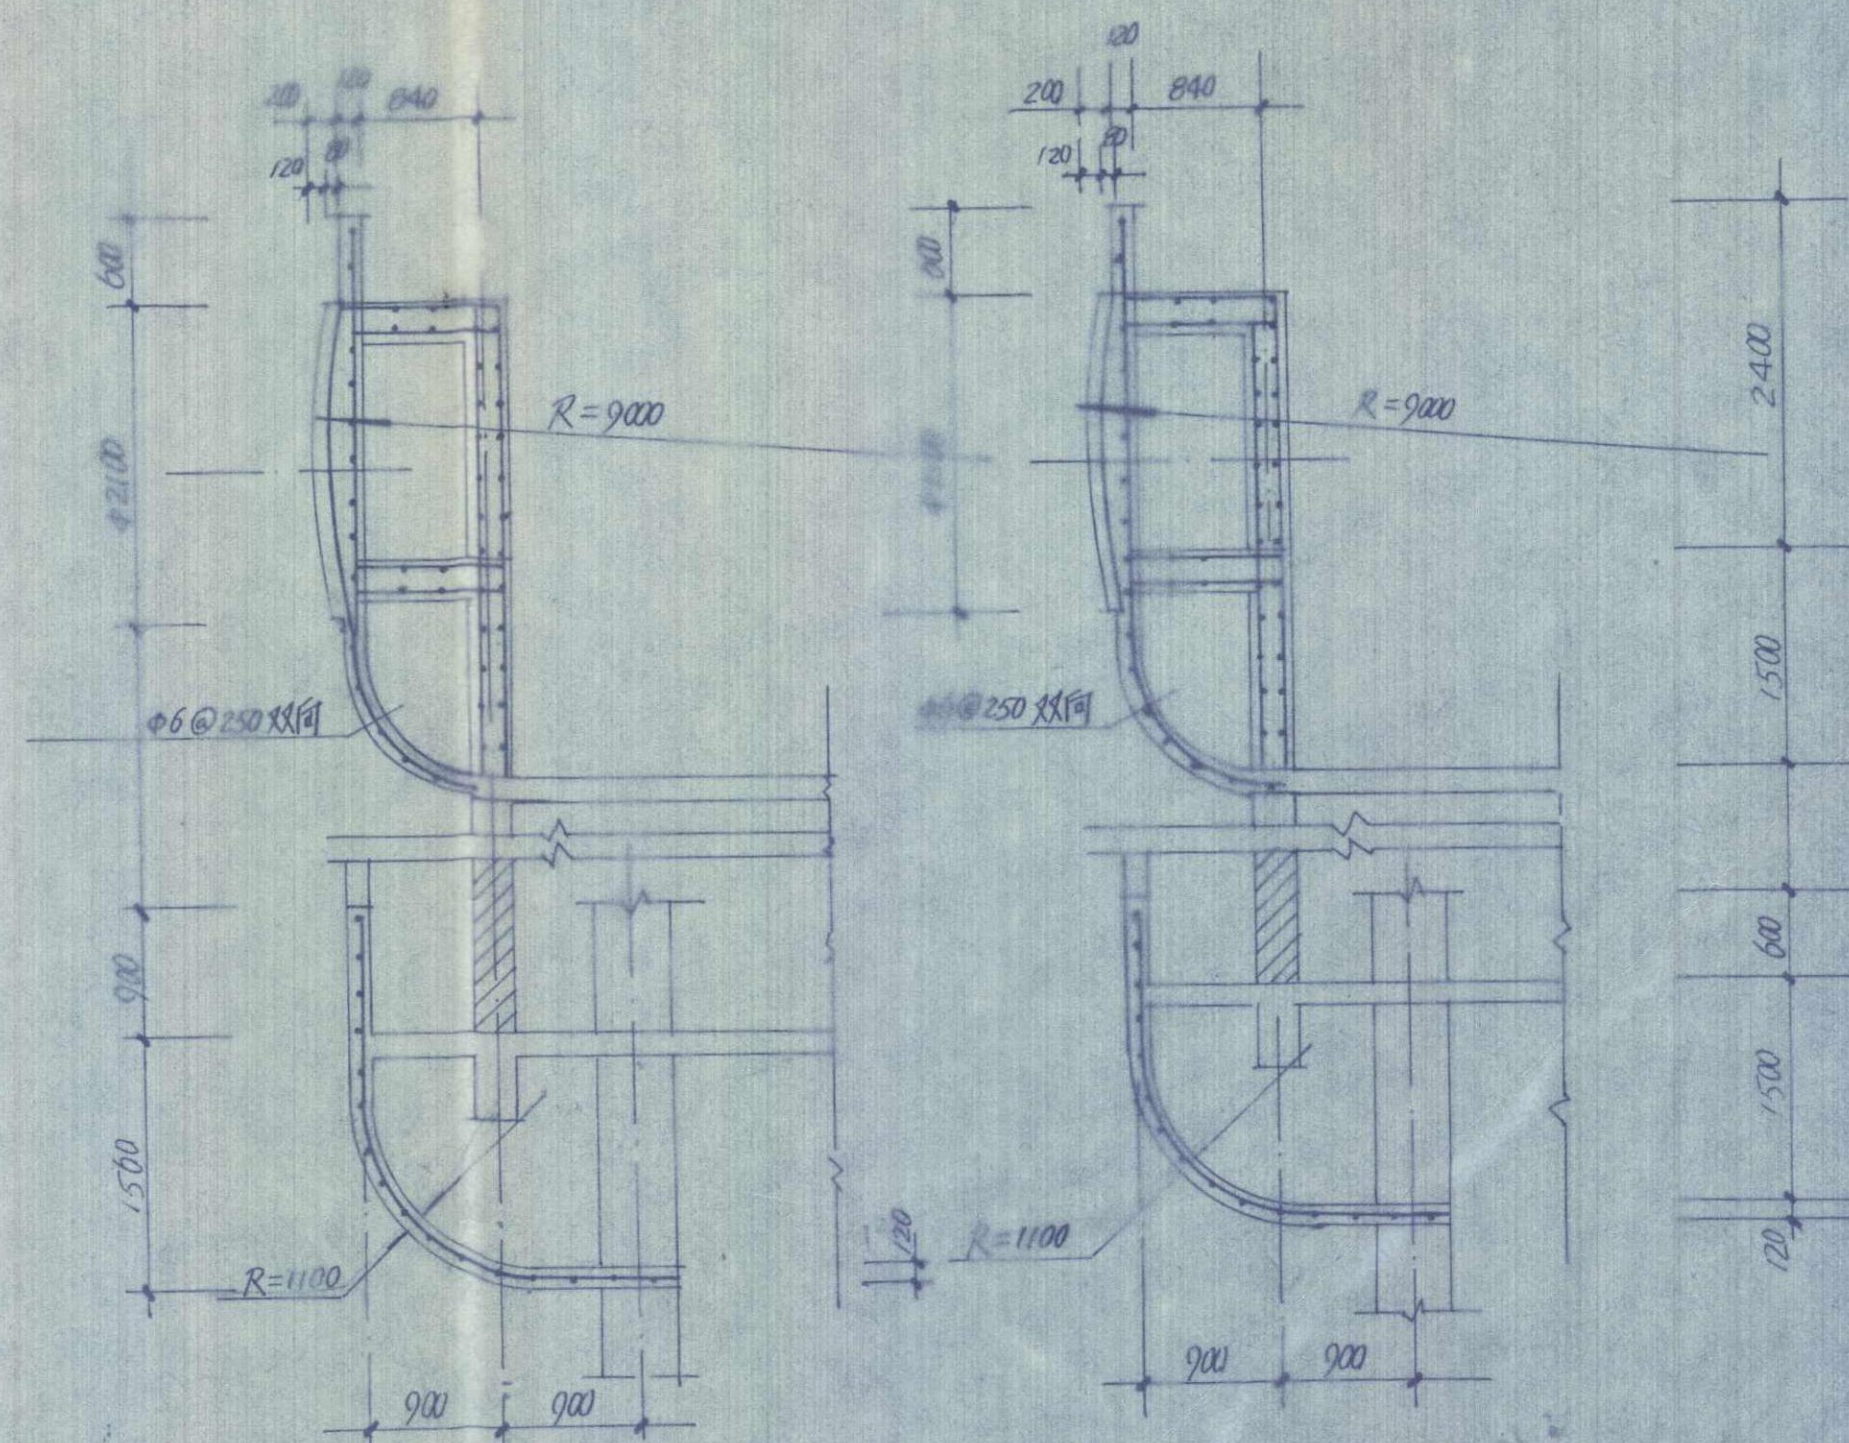

2-2 立面 1:50



资阳县水利电力建筑勘察设计院		内江市资阳精神病院医政科		建筑
设计	设计	设计	设计	施工
批准	设计	设计	设计	设计
审核	设计	设计	设计	设计
编制	设计	设计	设计	设计
日期	日期	日期	日期	日期

10-1 立面图